
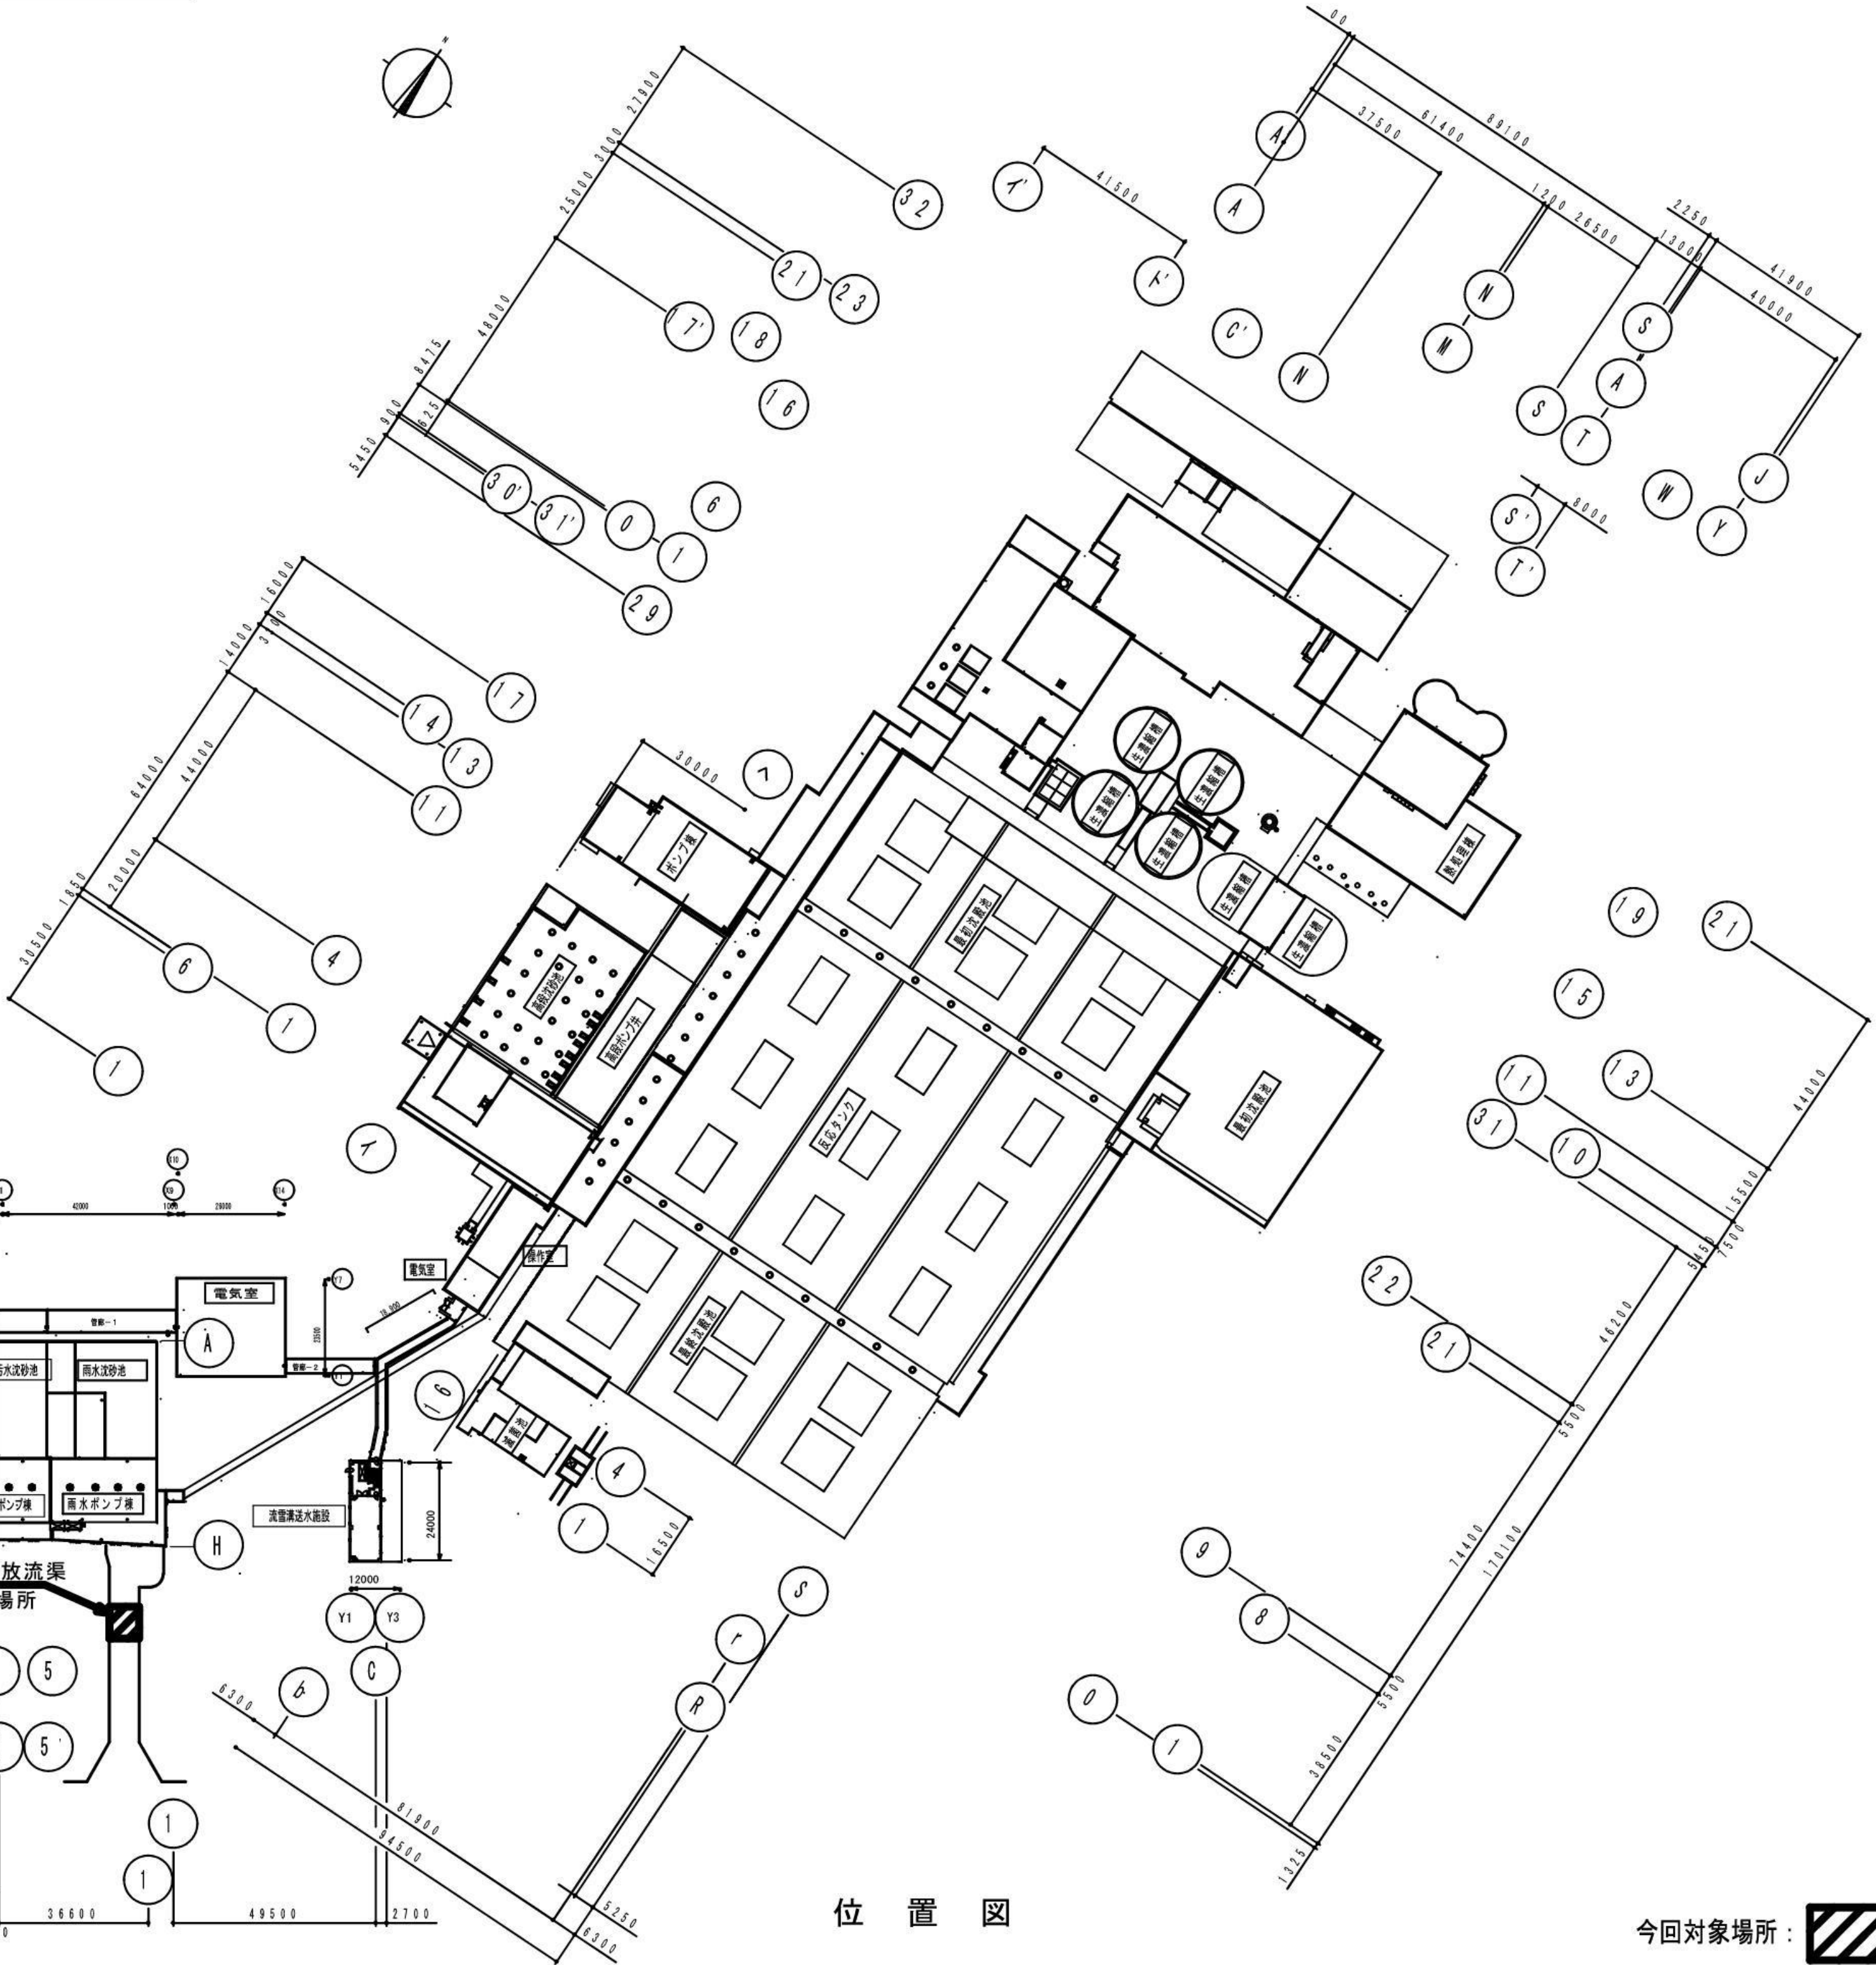


札幌市白石区菊水元町8条3丁目5番1号


案内図

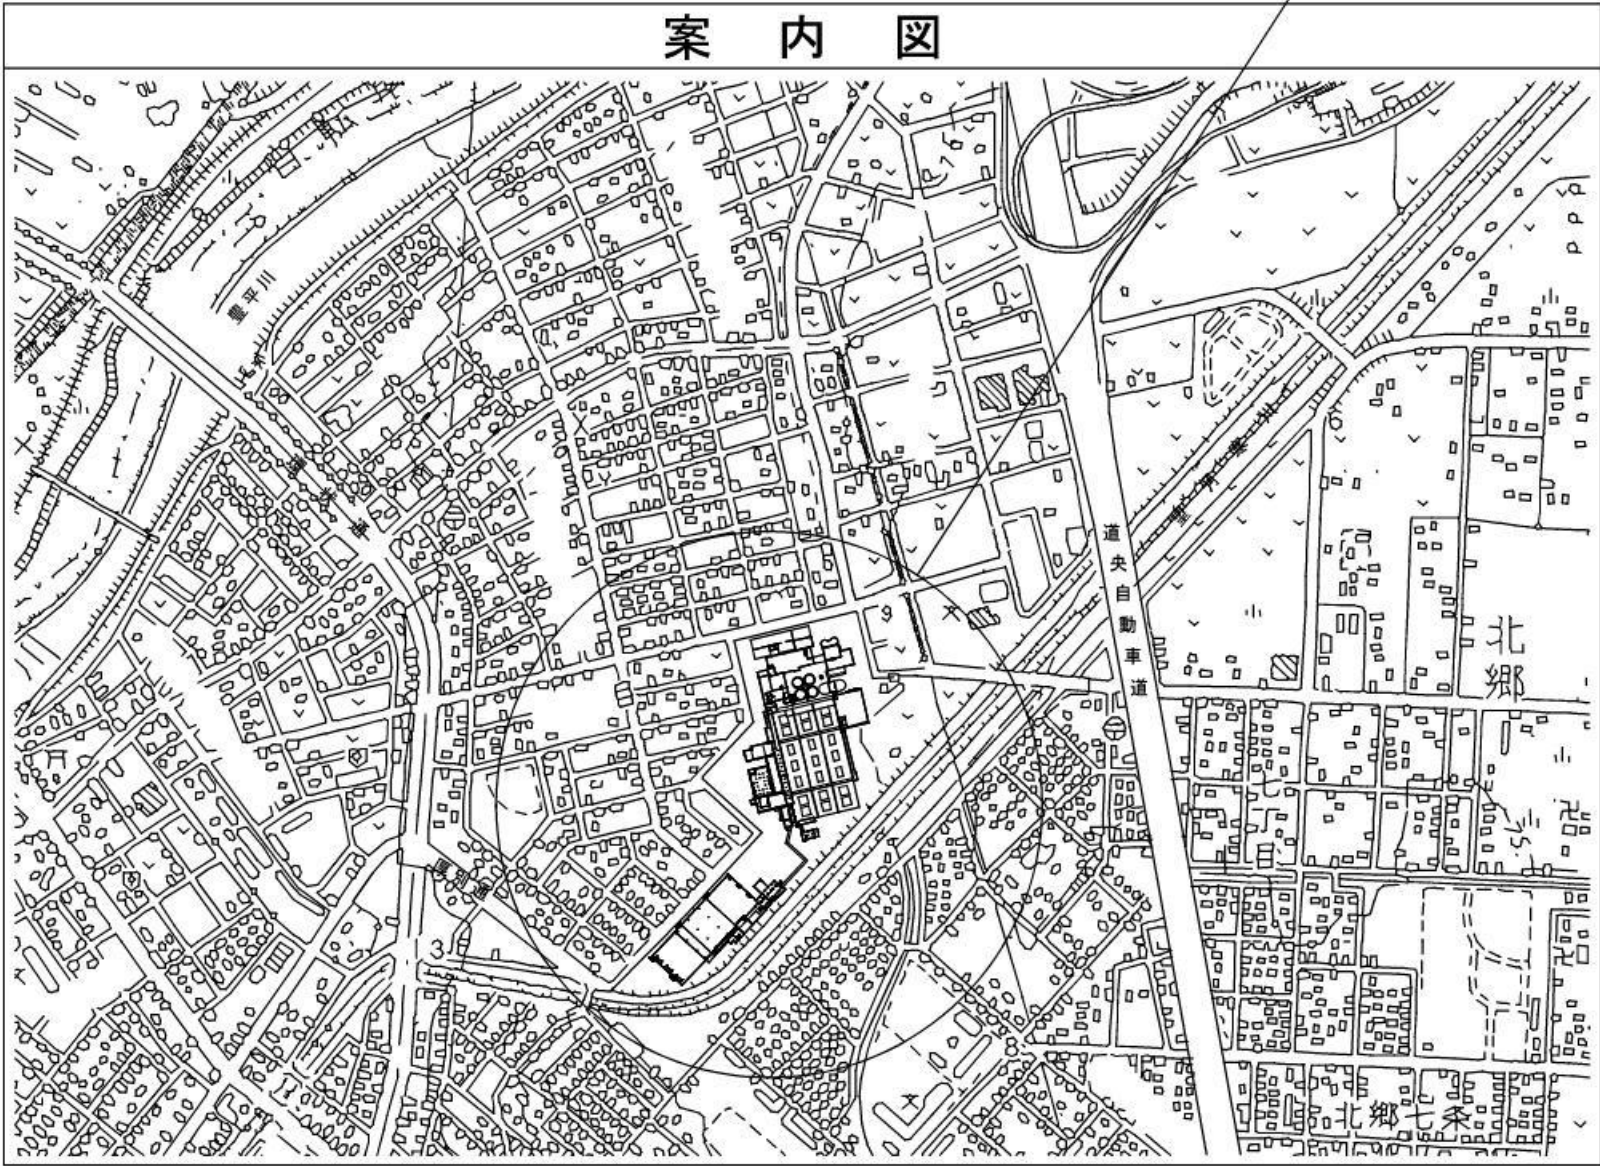


位置図

今回対象場所:





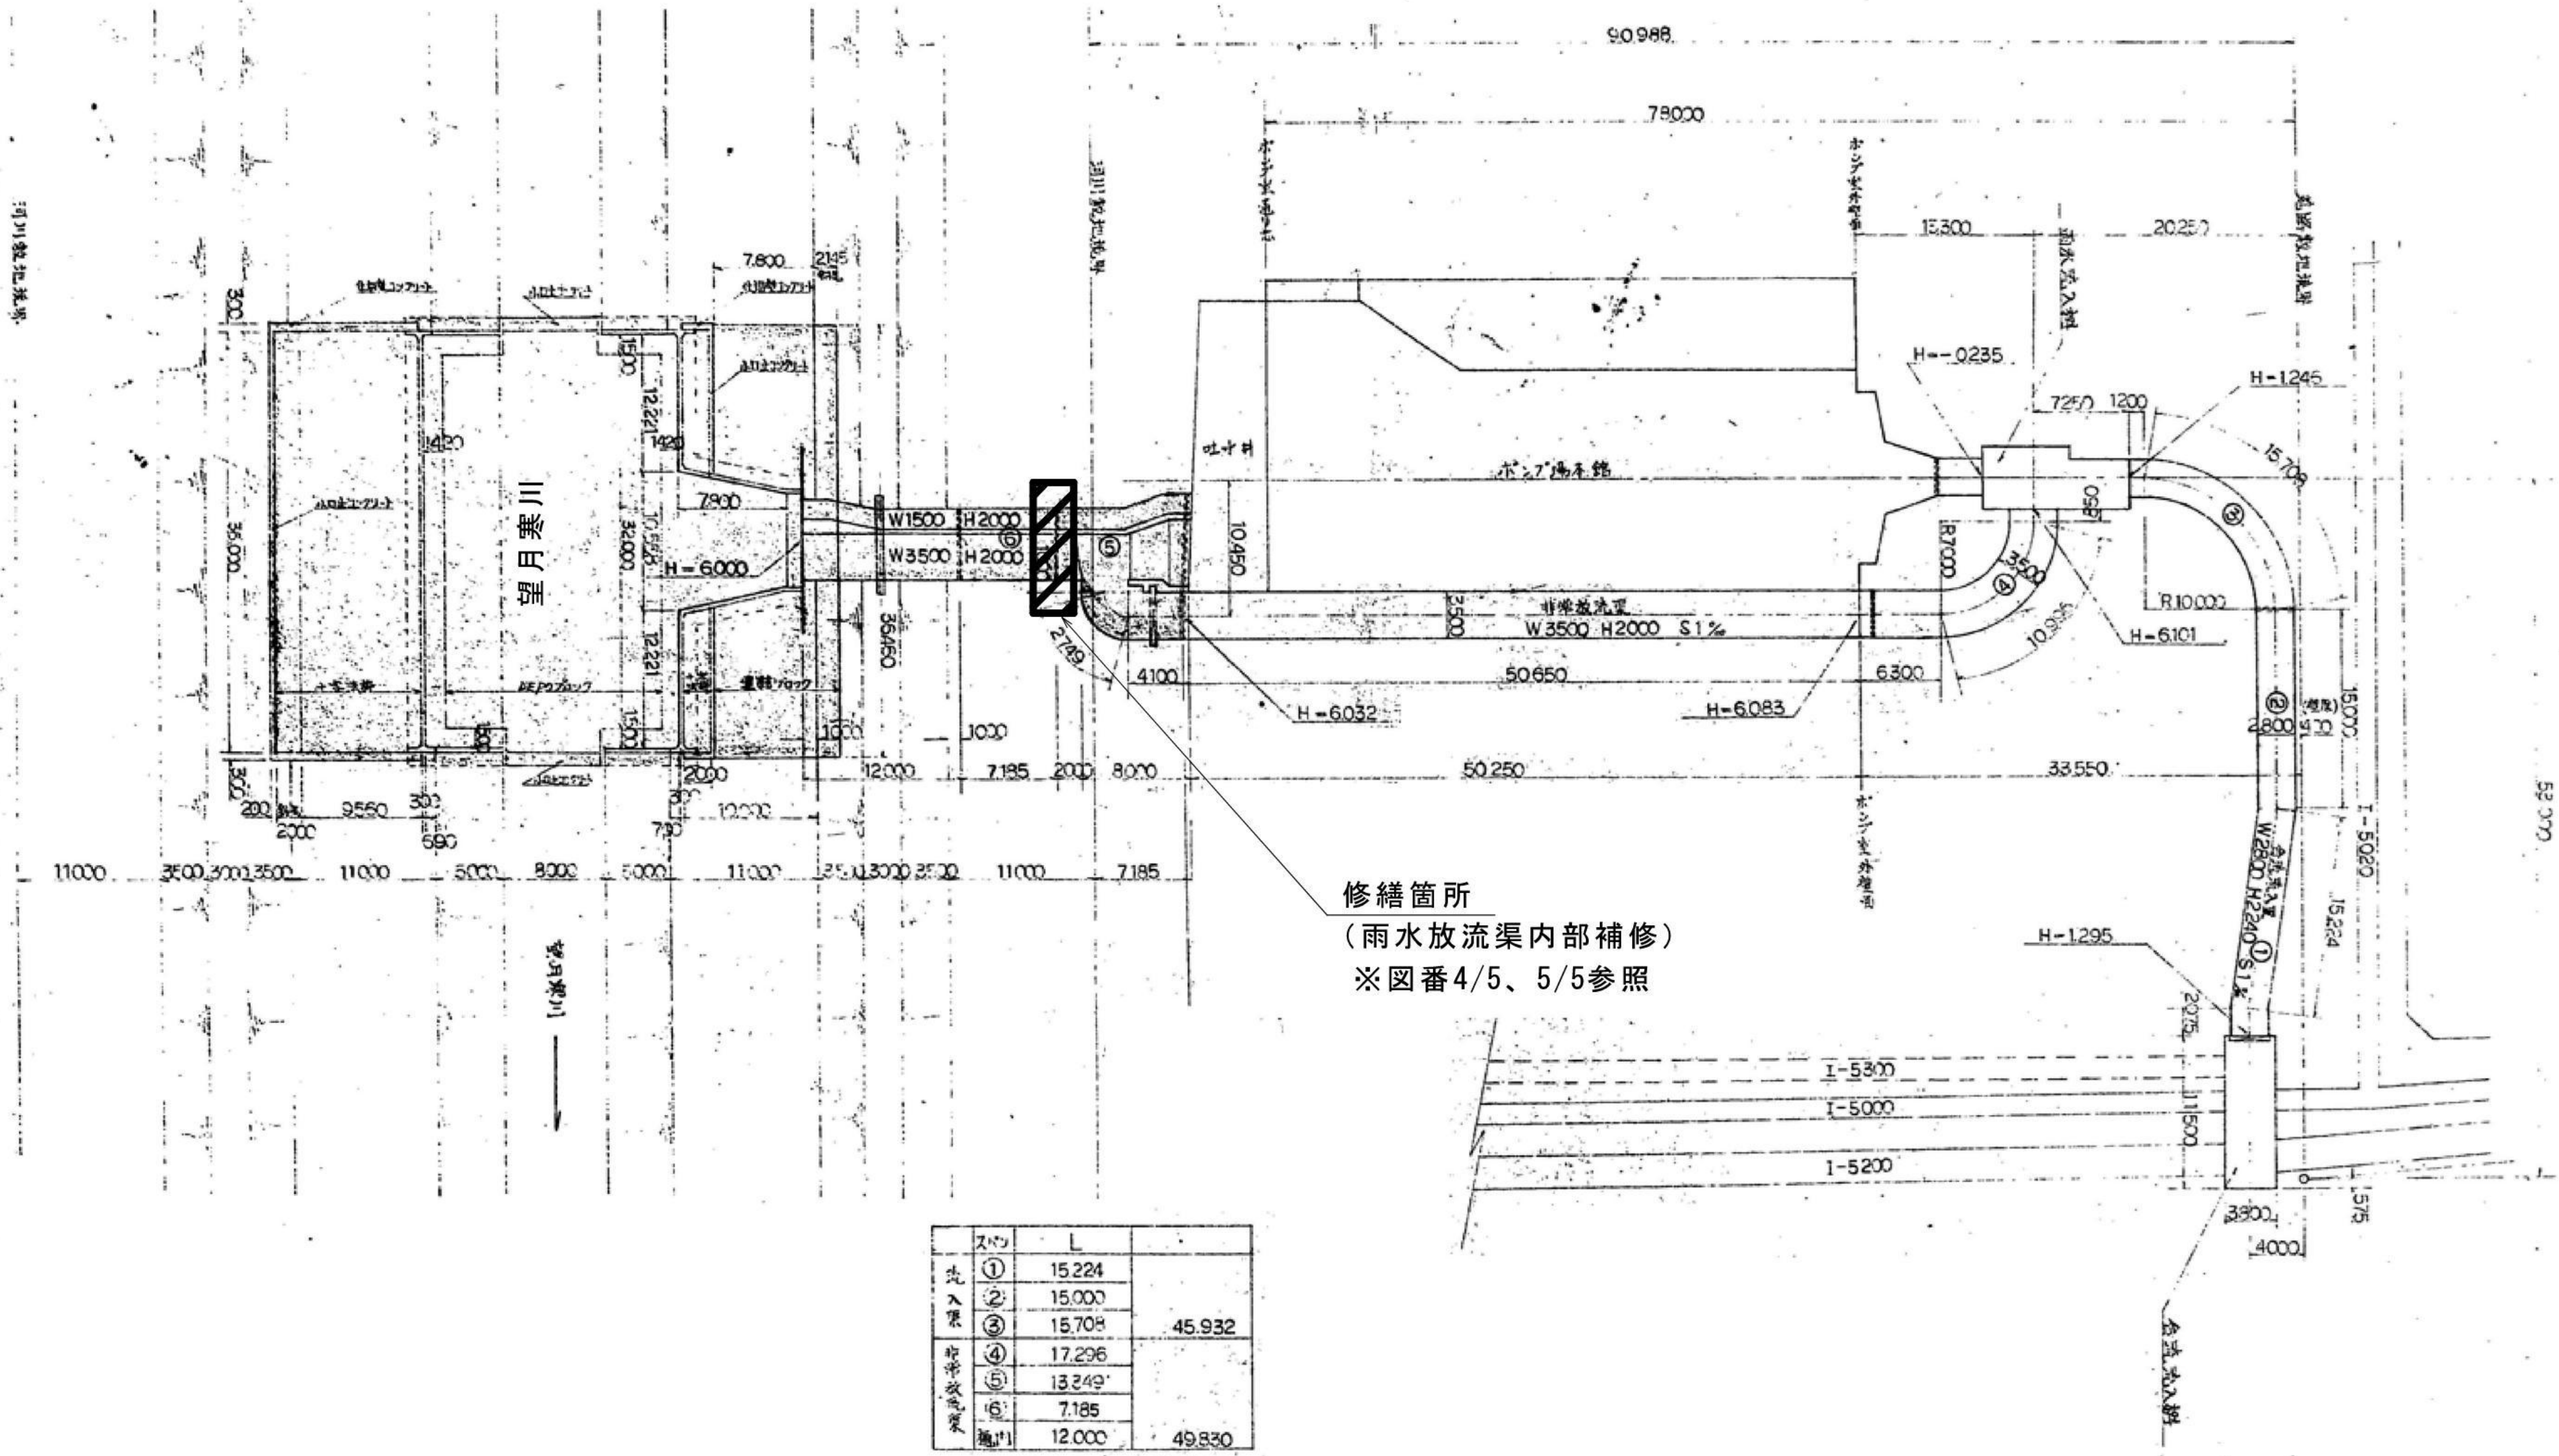

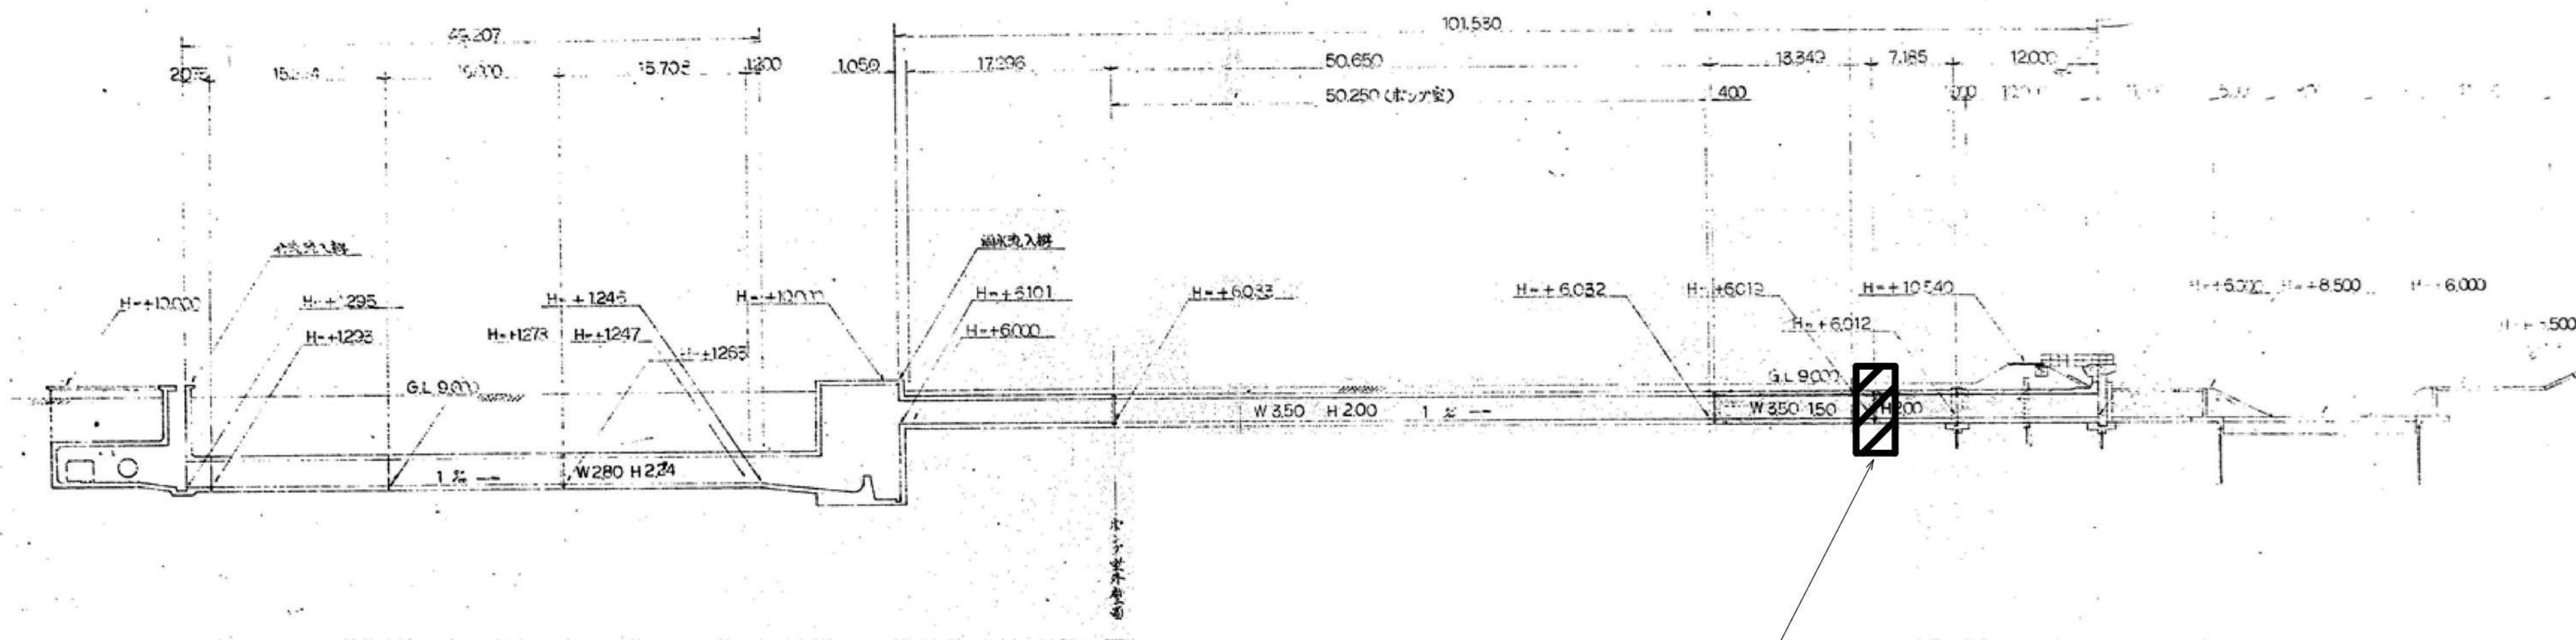

修繕箇所
(雨水放流渠内部補修)
※図番4/5、5/5参照





札幌市下水道河川局事業推進部豊平川水処理センター	課長	係長	主任	製図	令和8年 8月 作製	業務名	豊平川水再生プラザ第2処理施設雨水放流渠修繕業務			図番 3 / 5
						図面名	豊平川水再生プラザ第2処理施設雨水放流渠 縦断面図	縮尺	FREE	

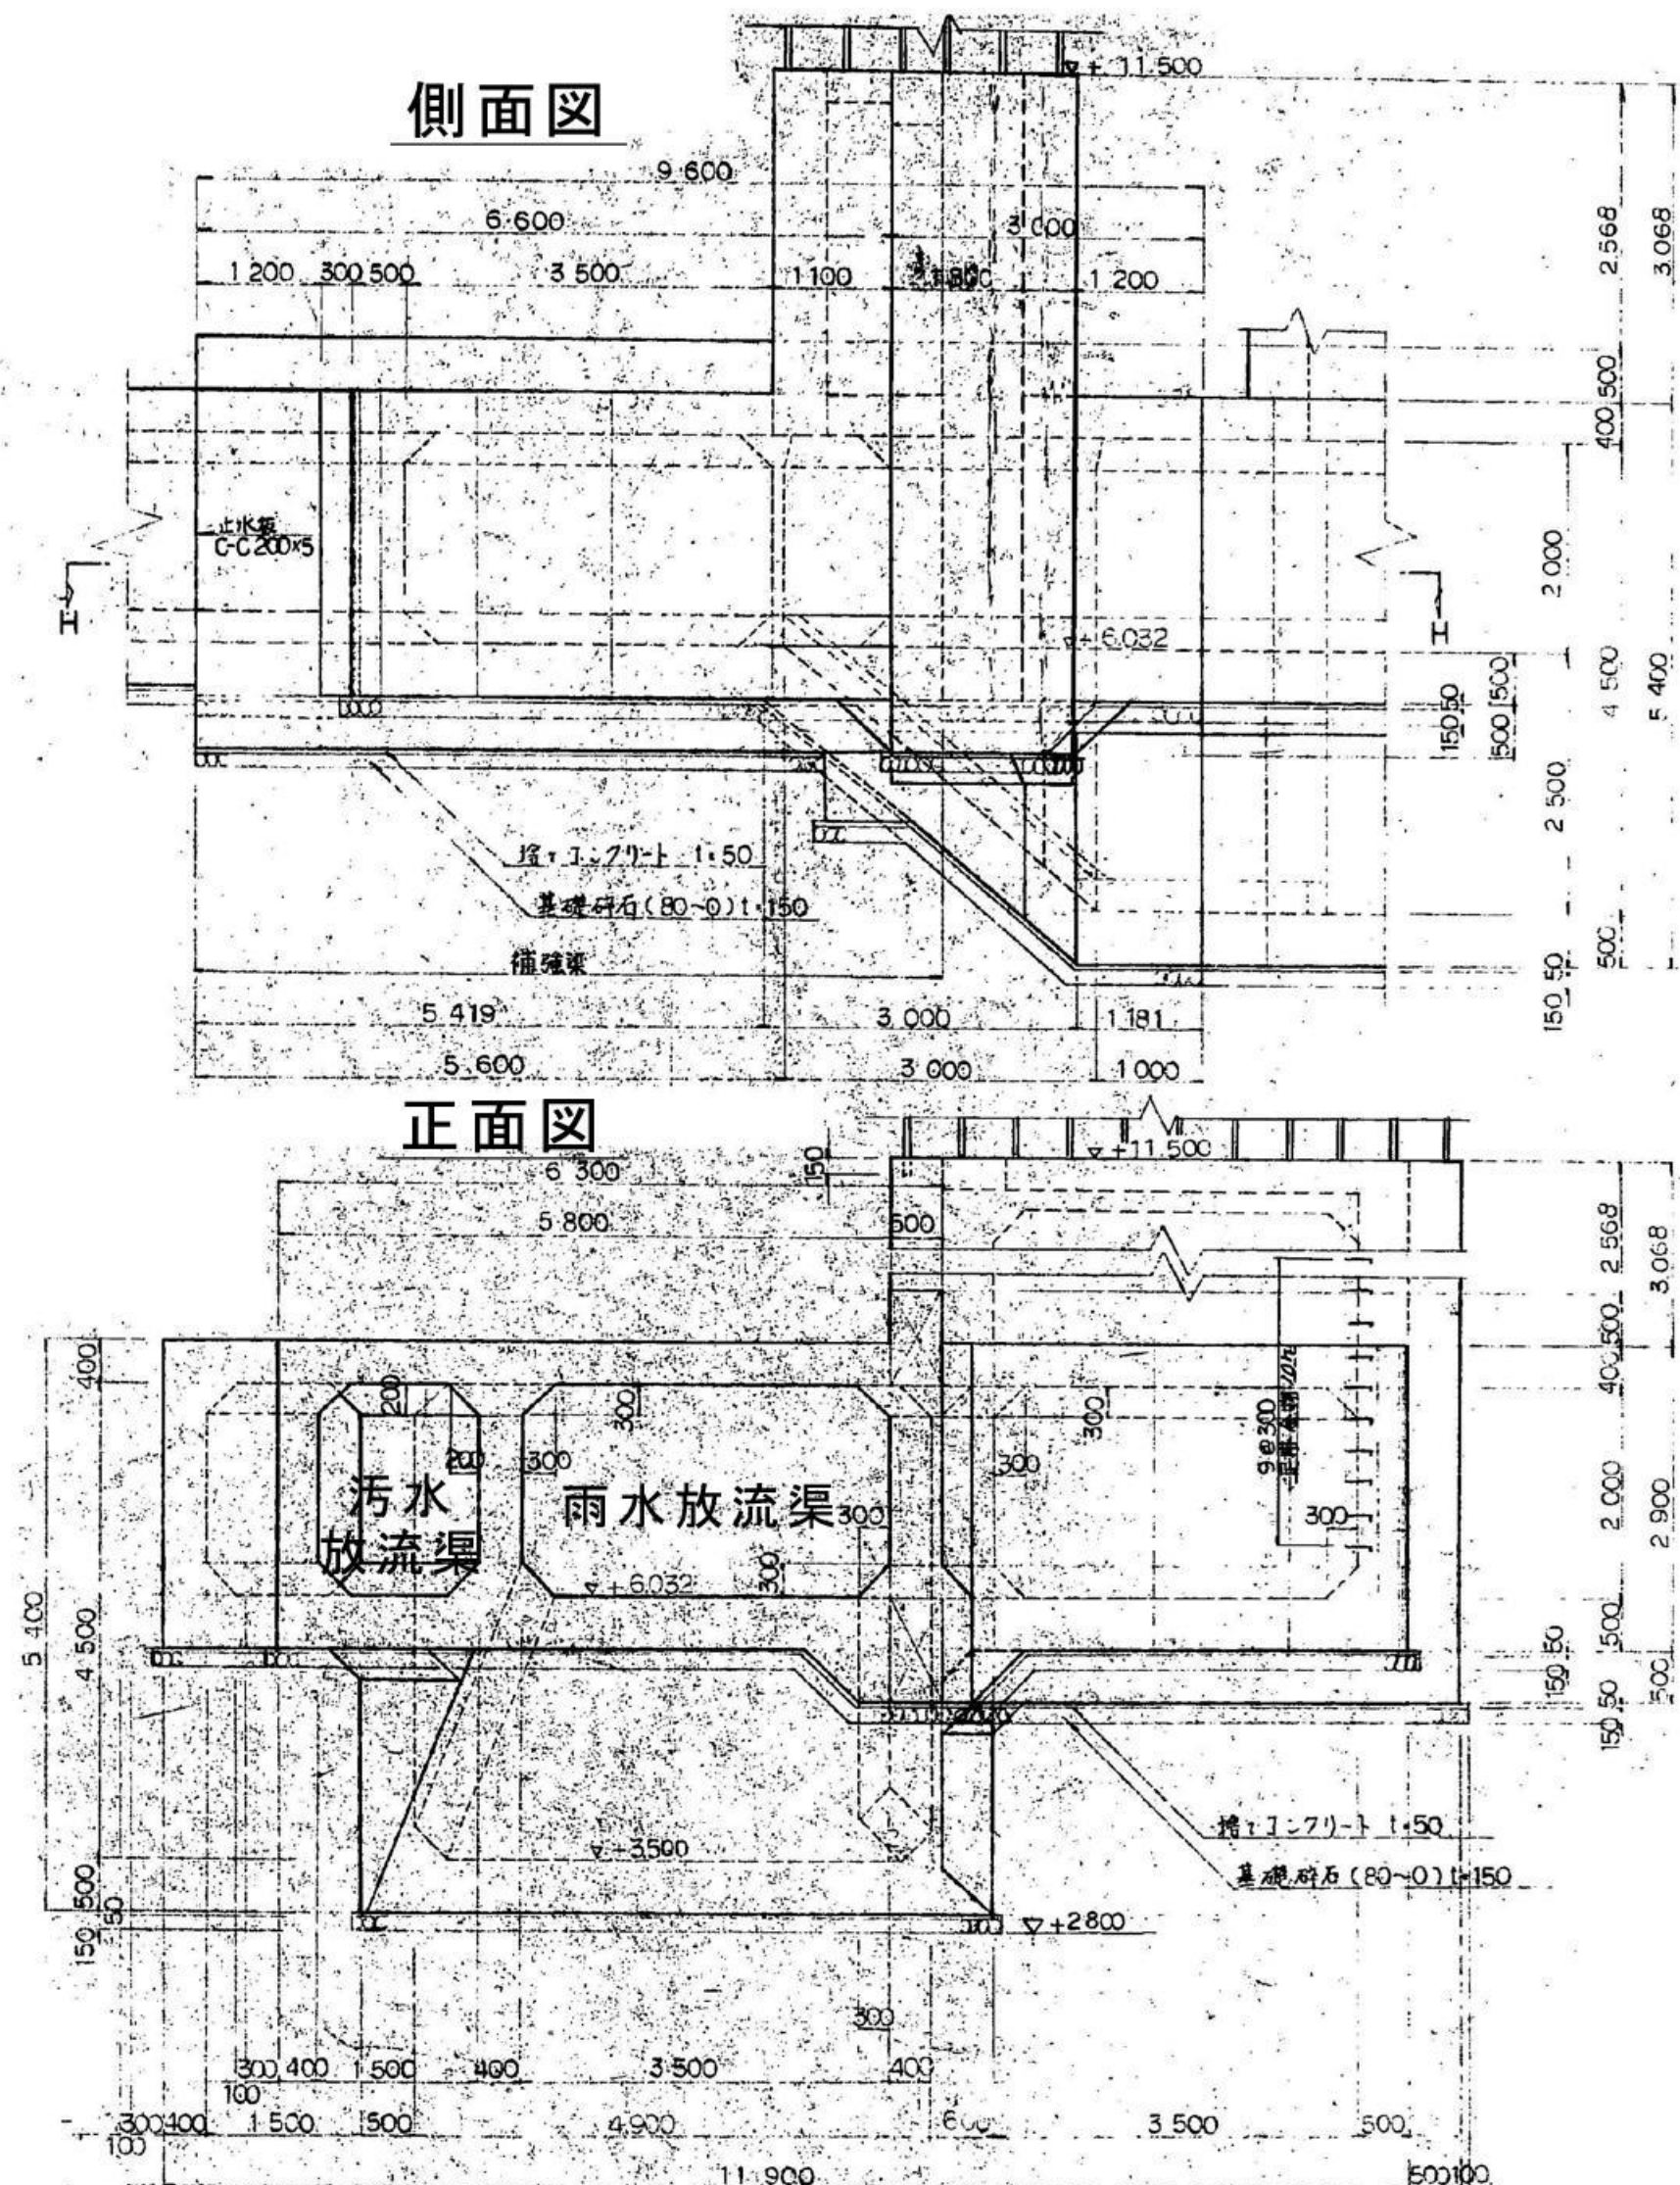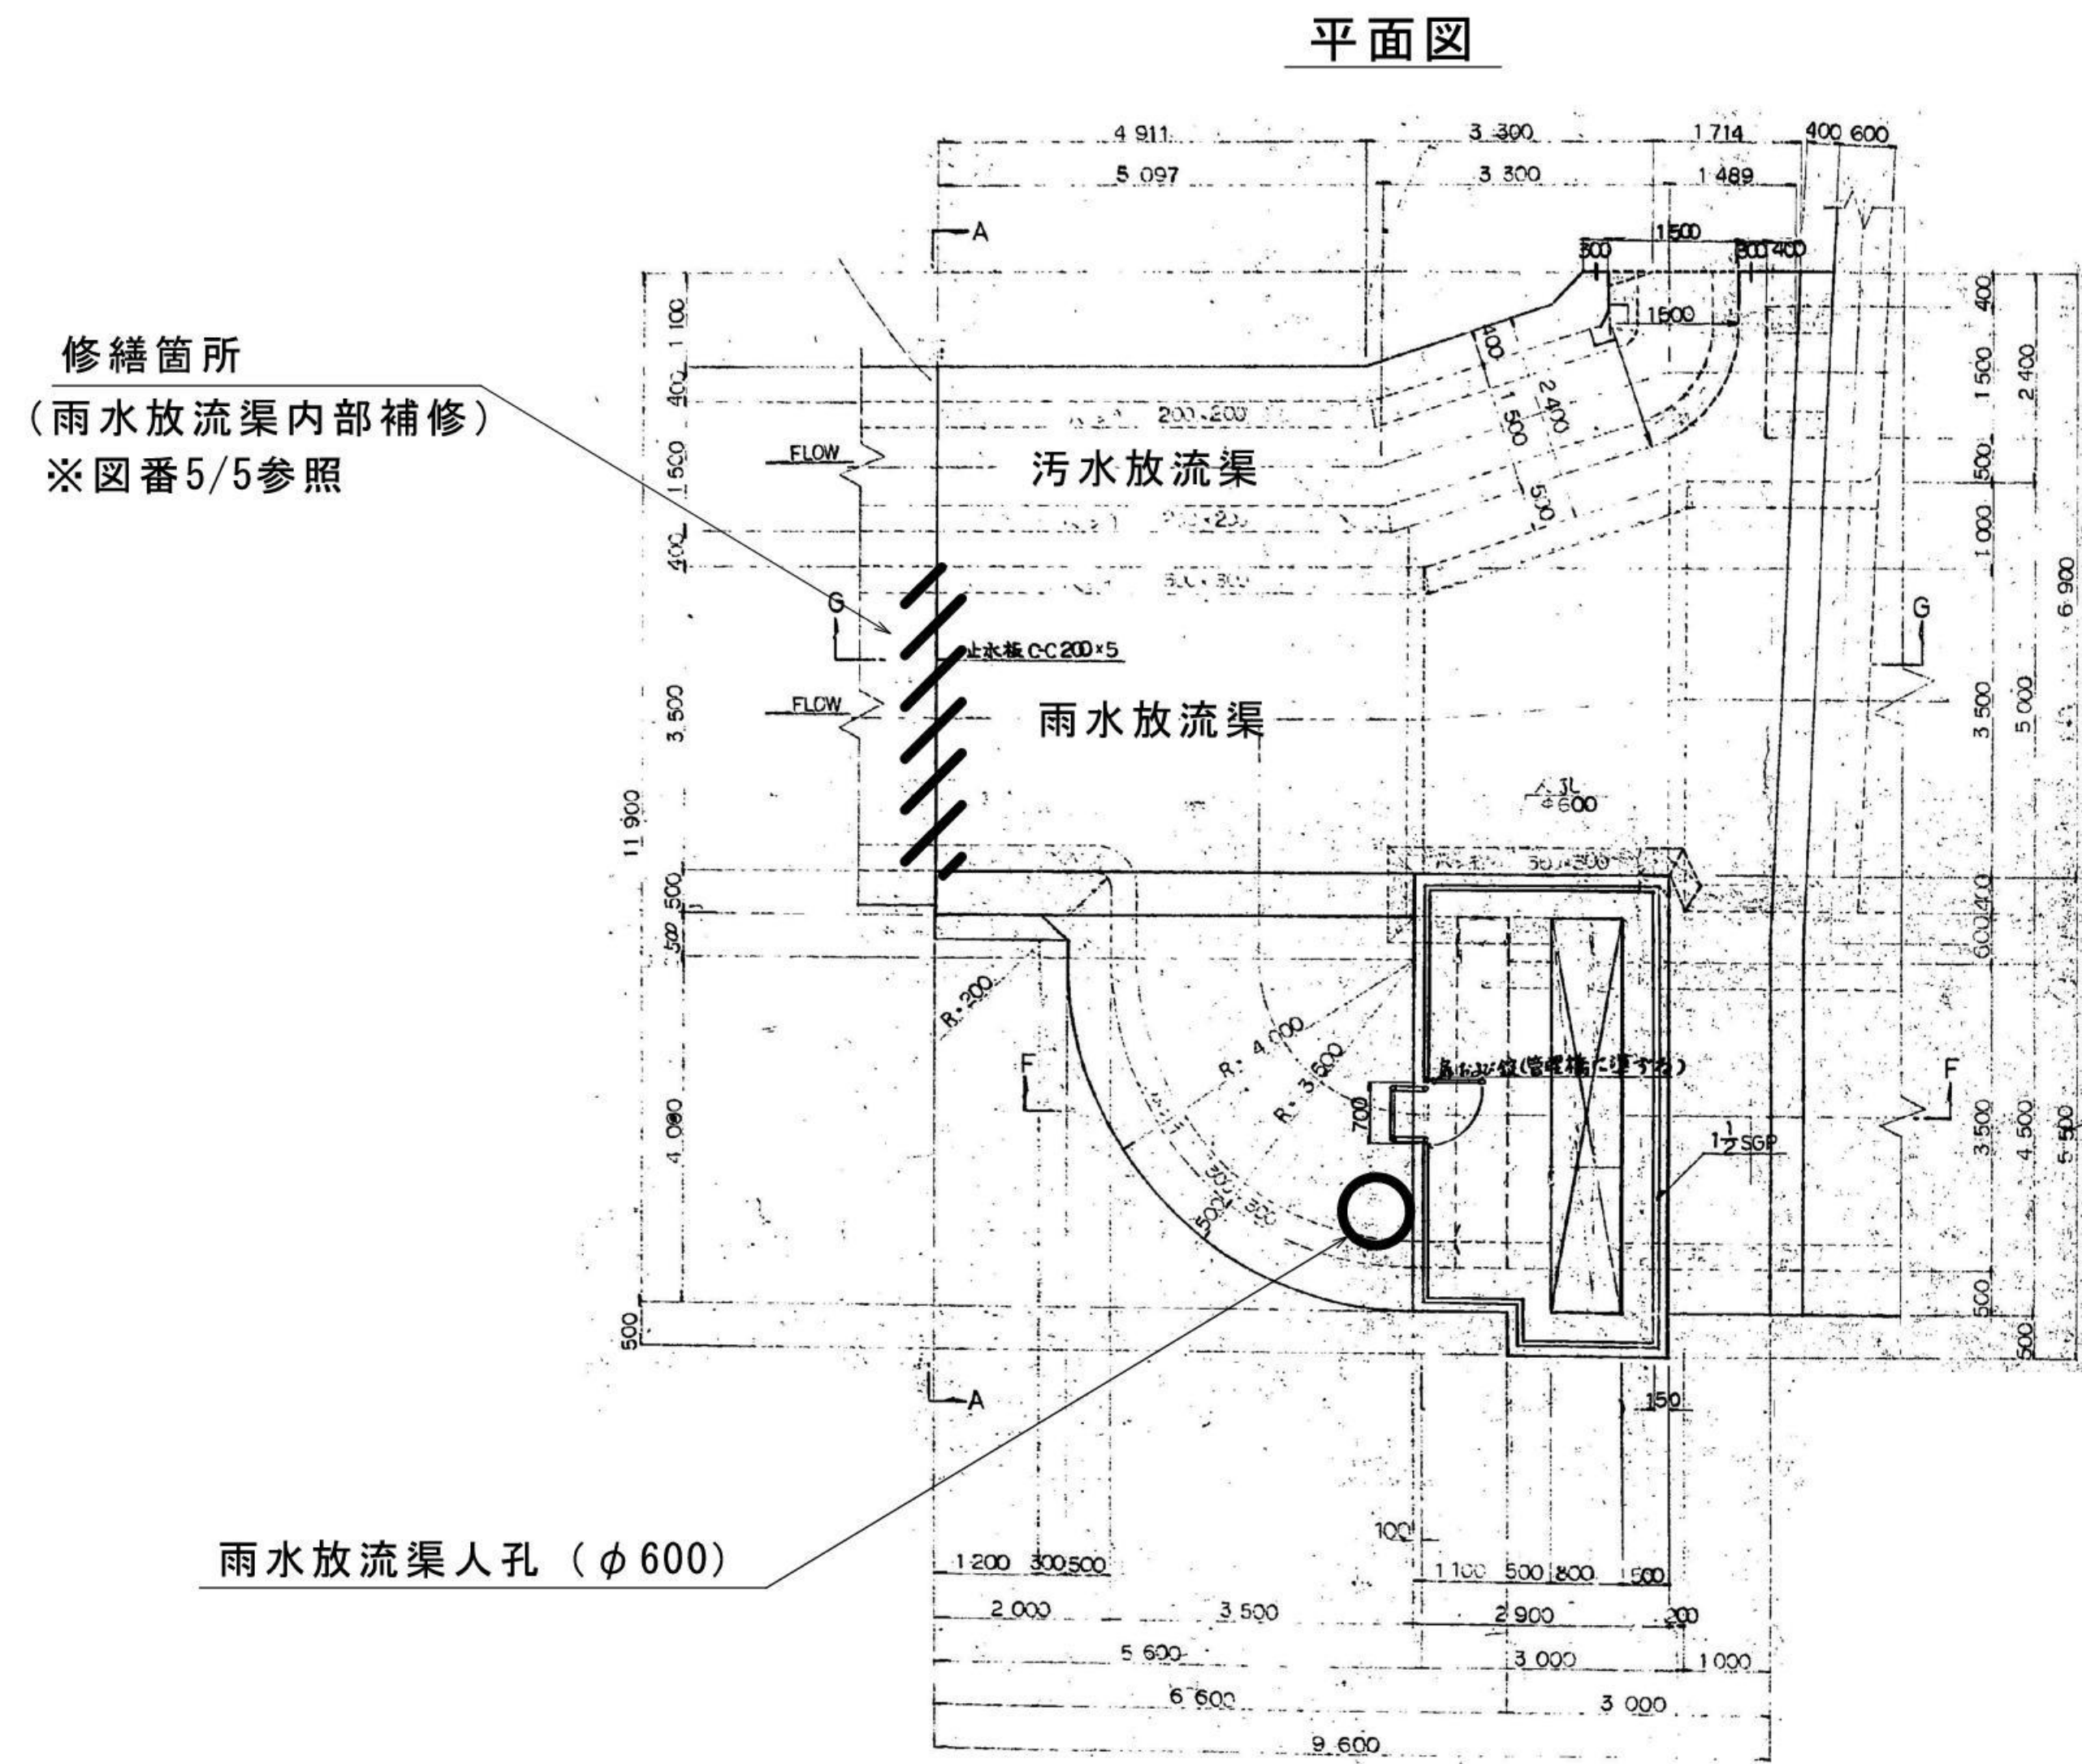

特記事項

1. 放流渠内へ進入する際は、酸素濃度等の測定・記録及び必要時には換気を行う等、安全対策を行うこと。

札幌市下水道河川局事業推進部豊平川水処理センター	課長	係長	主任	製図	令和8年 8月	作製	業務名	豊平川水再生プラザ第2処理施設雨水放流渠修繕業務			図番 4 / 5
							図面名	豊平川水再生プラザ第2処理施設雨水放流渠 補修箇所全体図	縮尺	FREE	

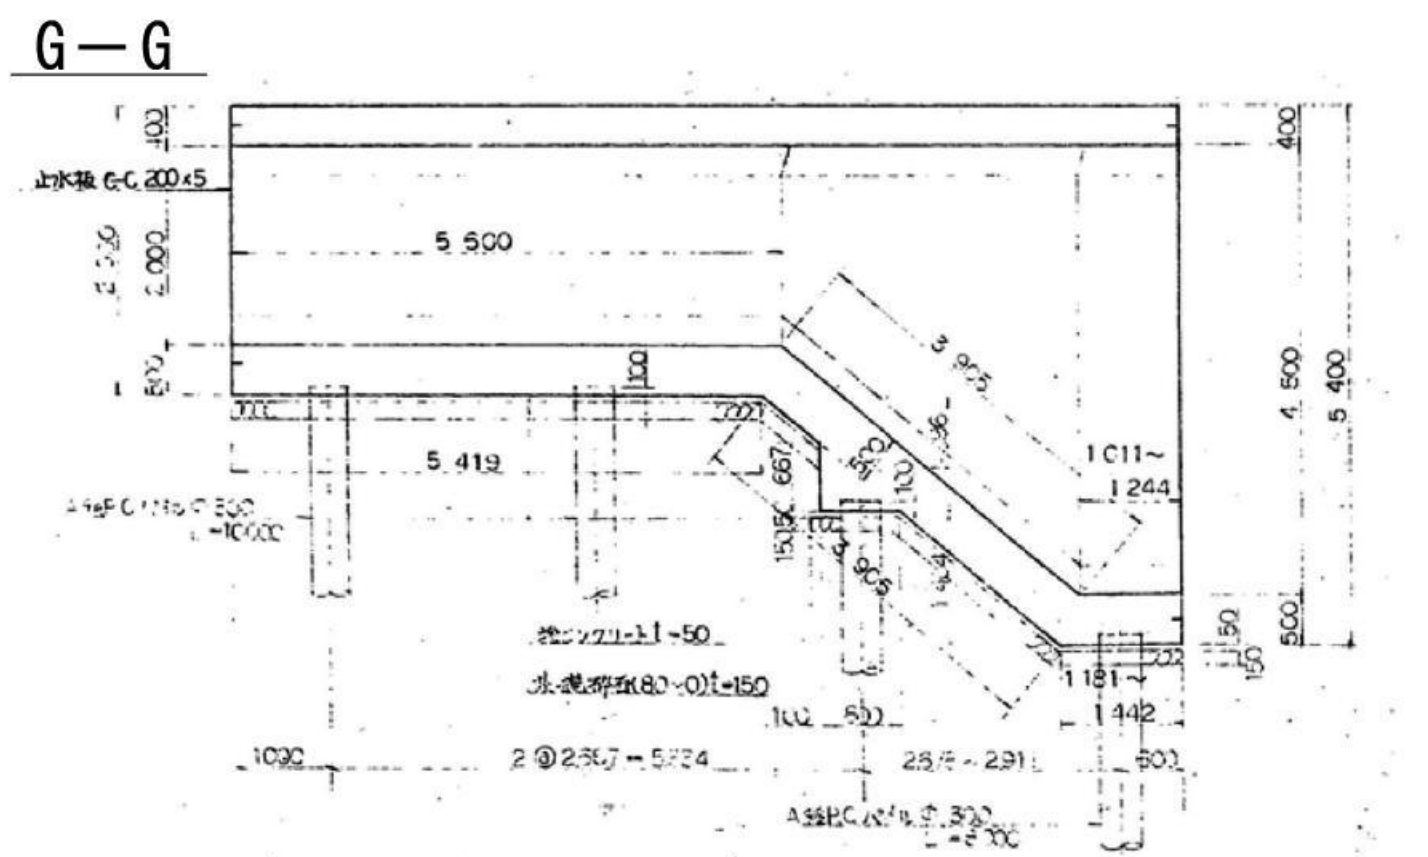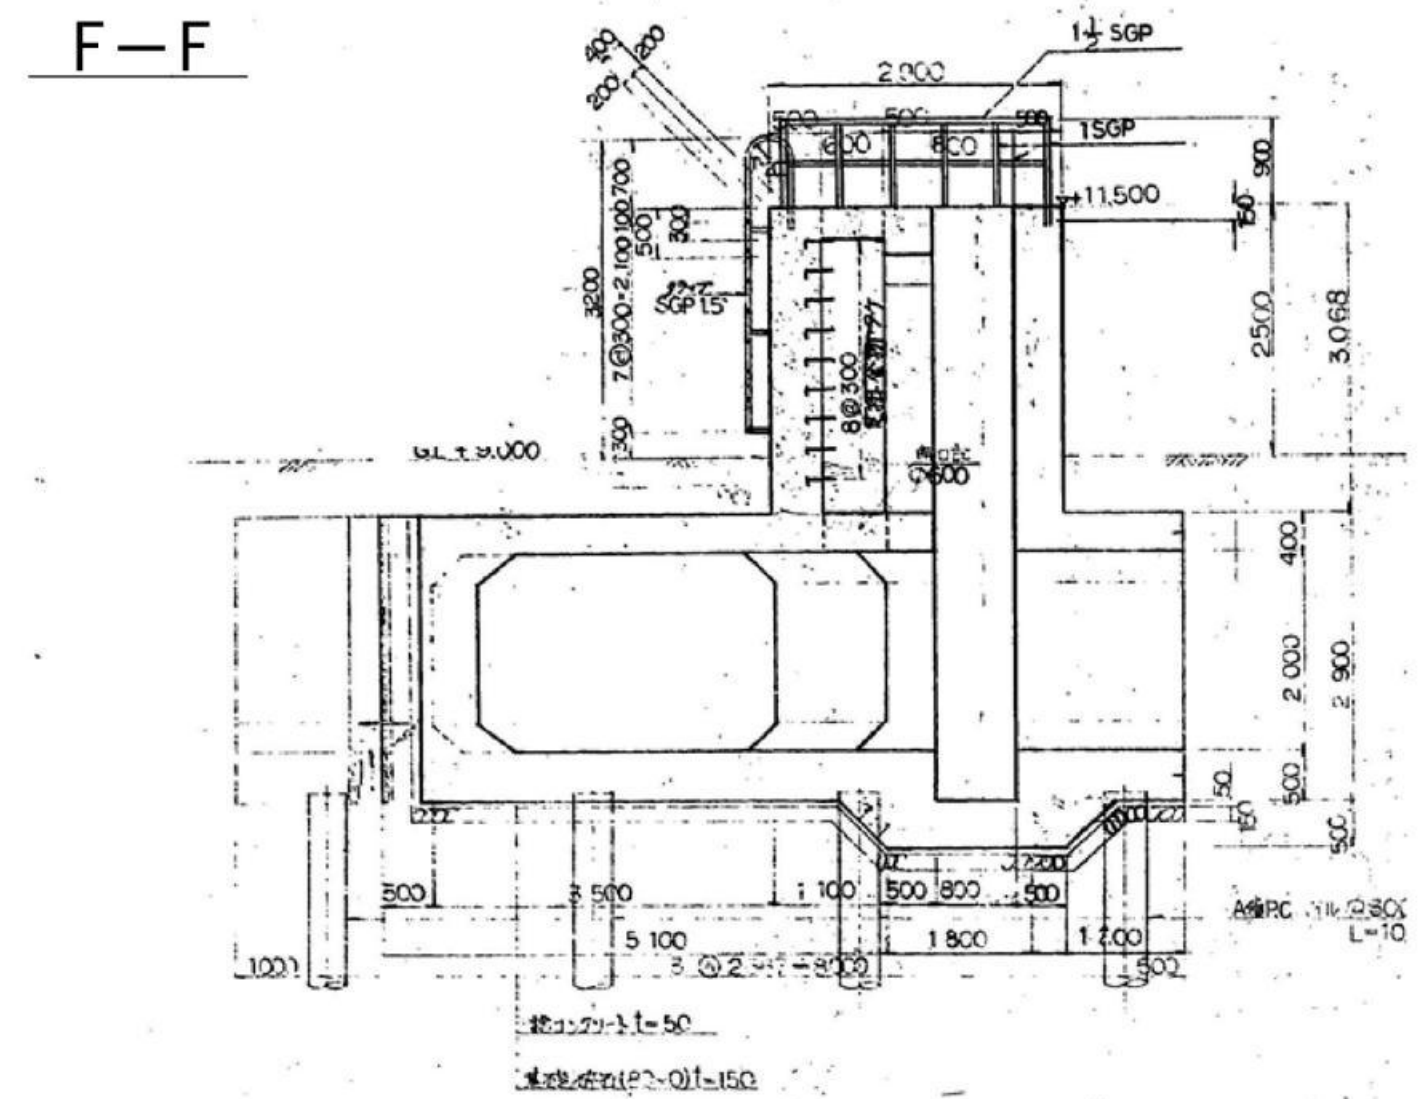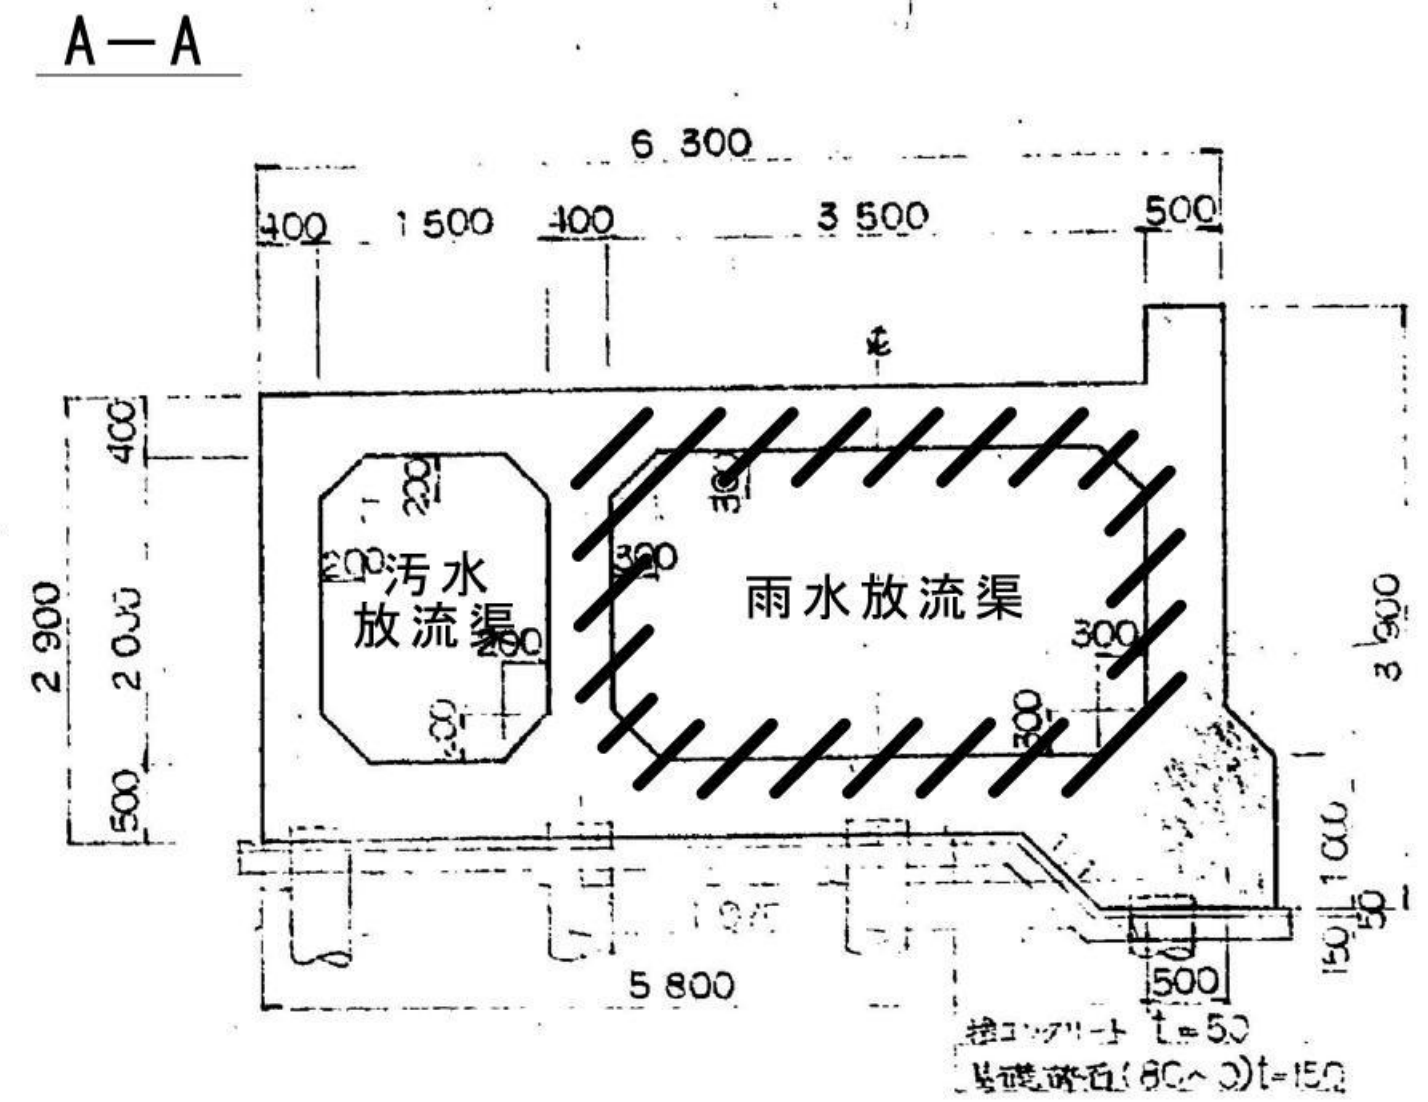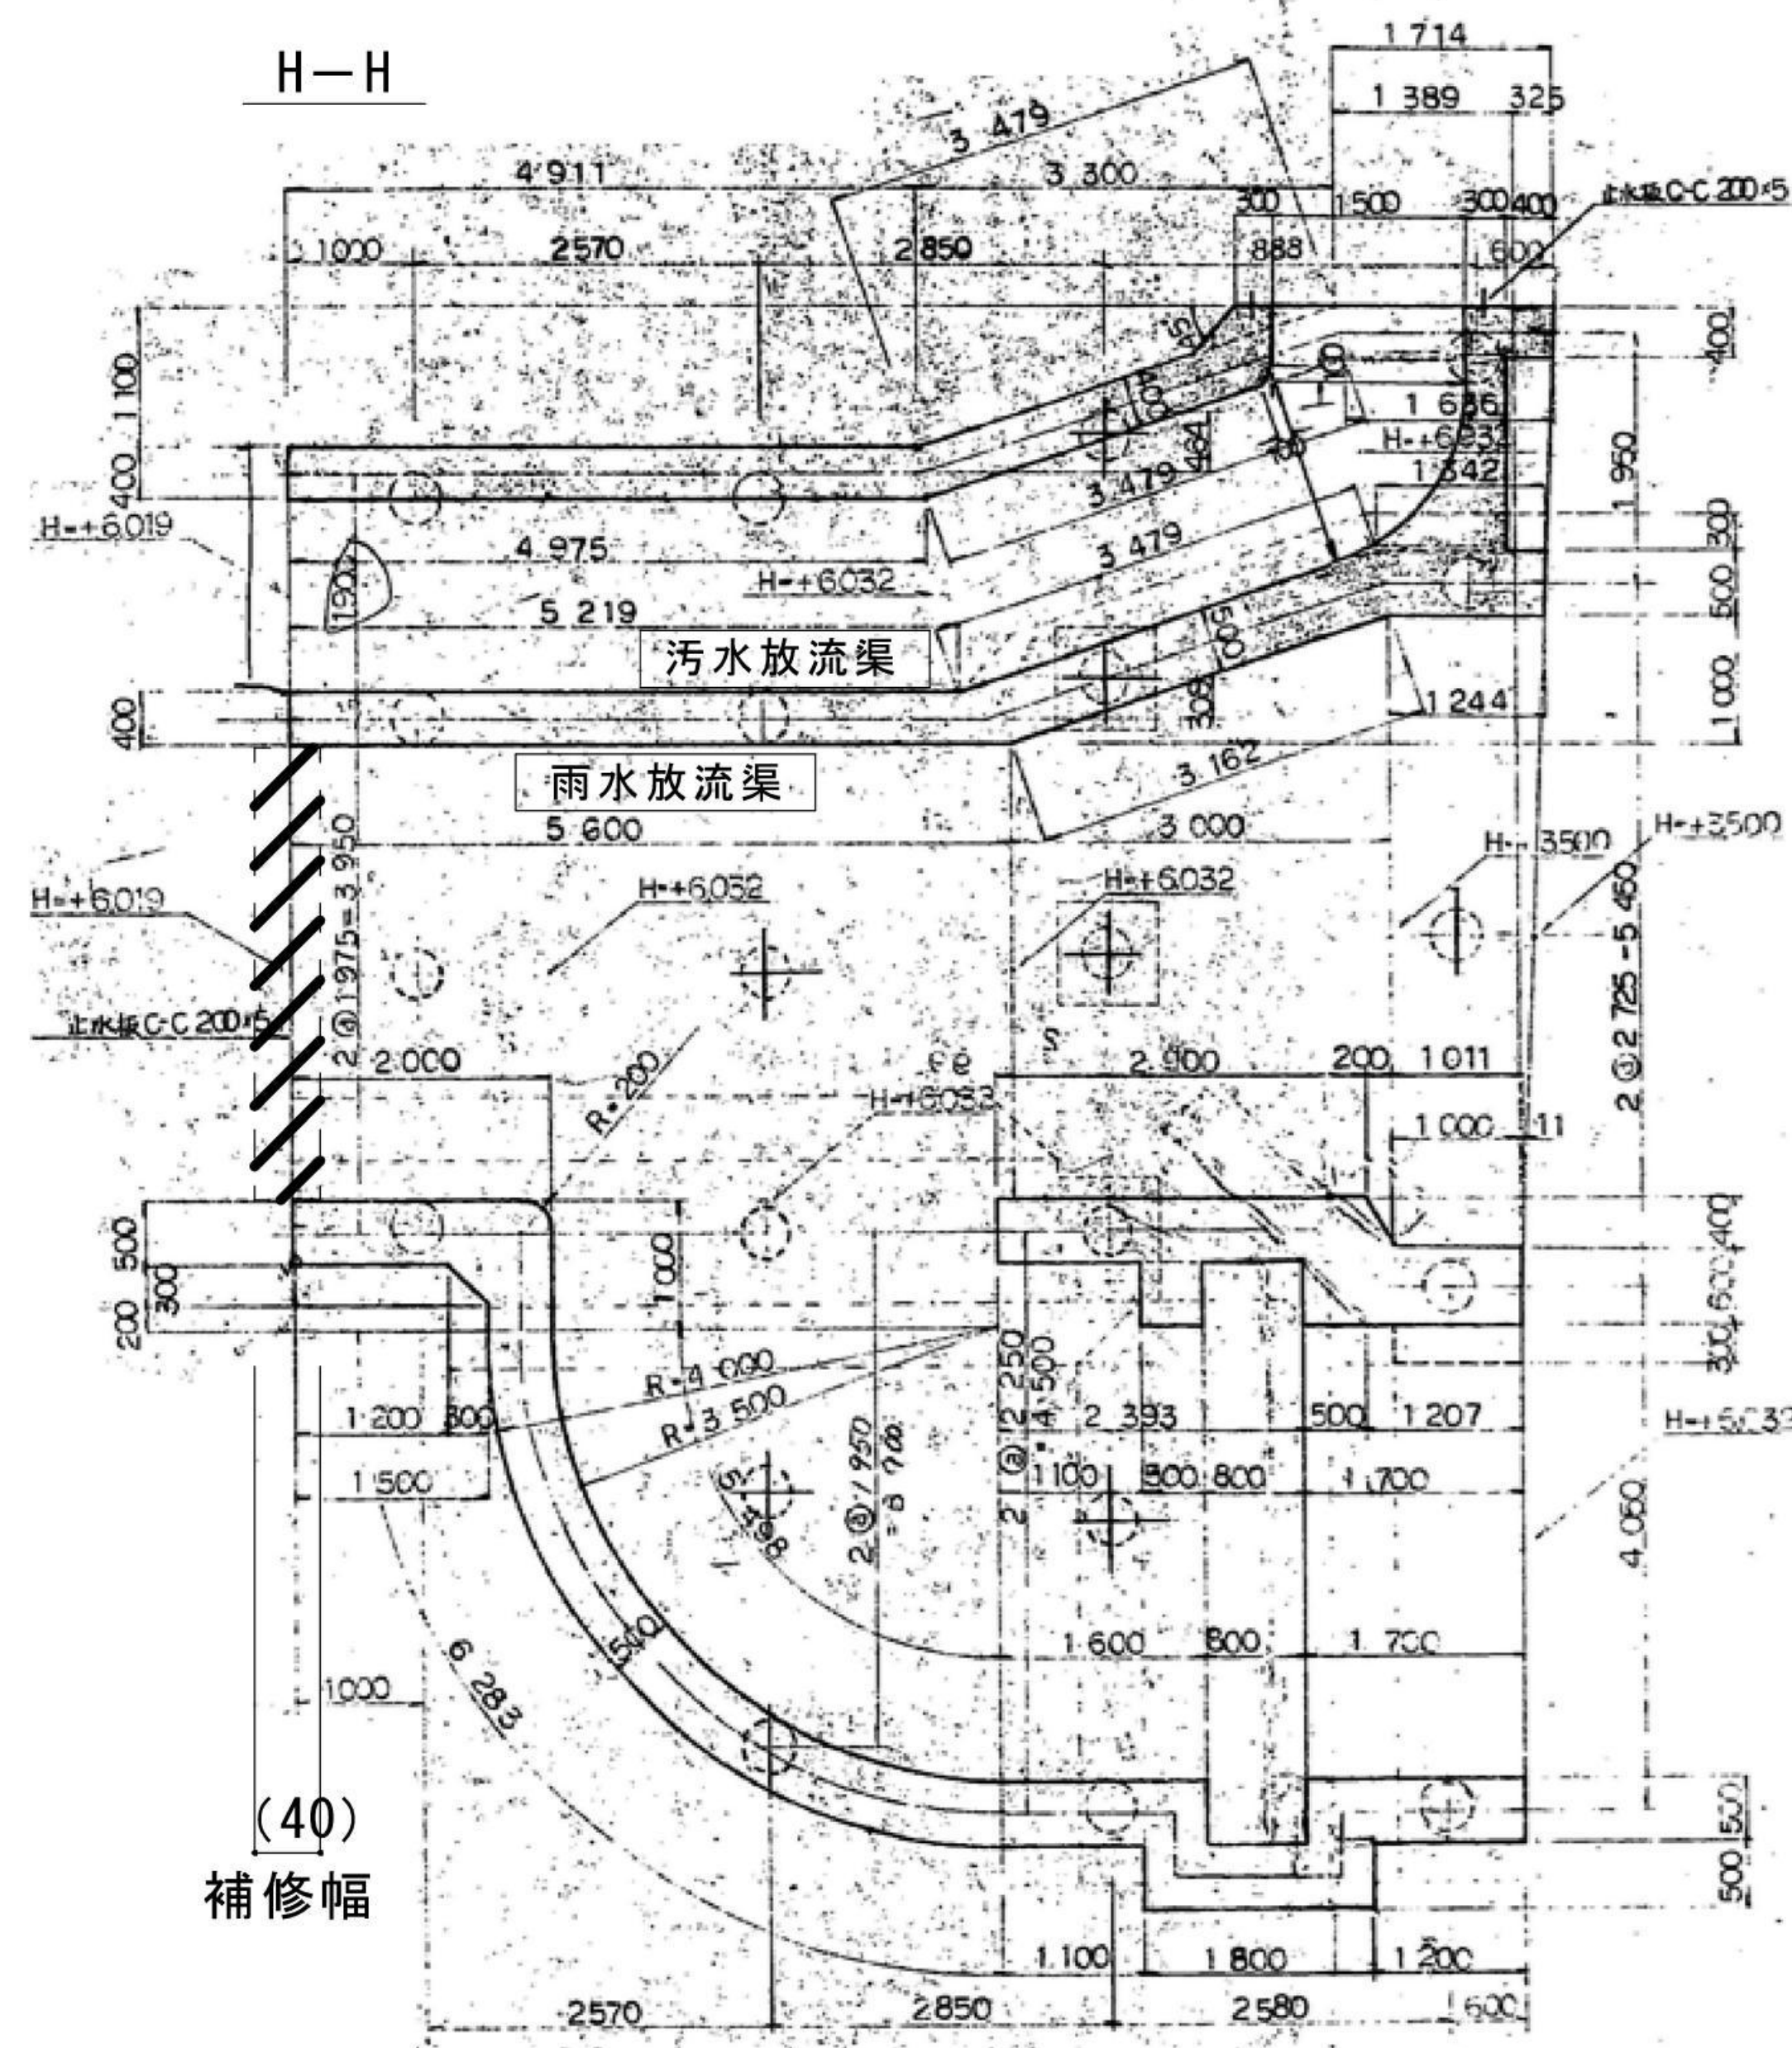

特記事項

- 斜線部（雨水放流渠内部4辺）を止水セメントにて補修のこと。
- 放流渠内は常時、水深200mm程度あるため、下部補修にあたっては、土嚢・砂（土嚢用）を用意・設置し、仮締切をしたうえで、水中ポンプにて水替えをすること。なお、使用する水中ポンプについては支給とする。仕様は下記のとおり。
型式：50DWV5.4SA（（株）荏原製作所）、揚程×流量：10.2m×35L/min（3.0m×245L/min）
0.4kW×単相100V、φ50mm
また、補修後は土嚢等を撤去し、受託者が持ち帰ること。
- 作業に使用する電源・水については、施設のものを使用可能とするが、承諾を得たうえで使用すること。

札幌市下水道河川局事業推進部豊平川水処理センター

課長 係長 主任 製図 令和8年 8月 作製

業務名 豊平川水再生プラザ第2処理施設雨水放流渠修繕業務

図面名 豊平川水再生プラザ第2処理施設雨水放流渠
断面図・補修図

縮尺 FREE

図番
5
5