


⑧地下埋設物

排水平面図

S=1:300

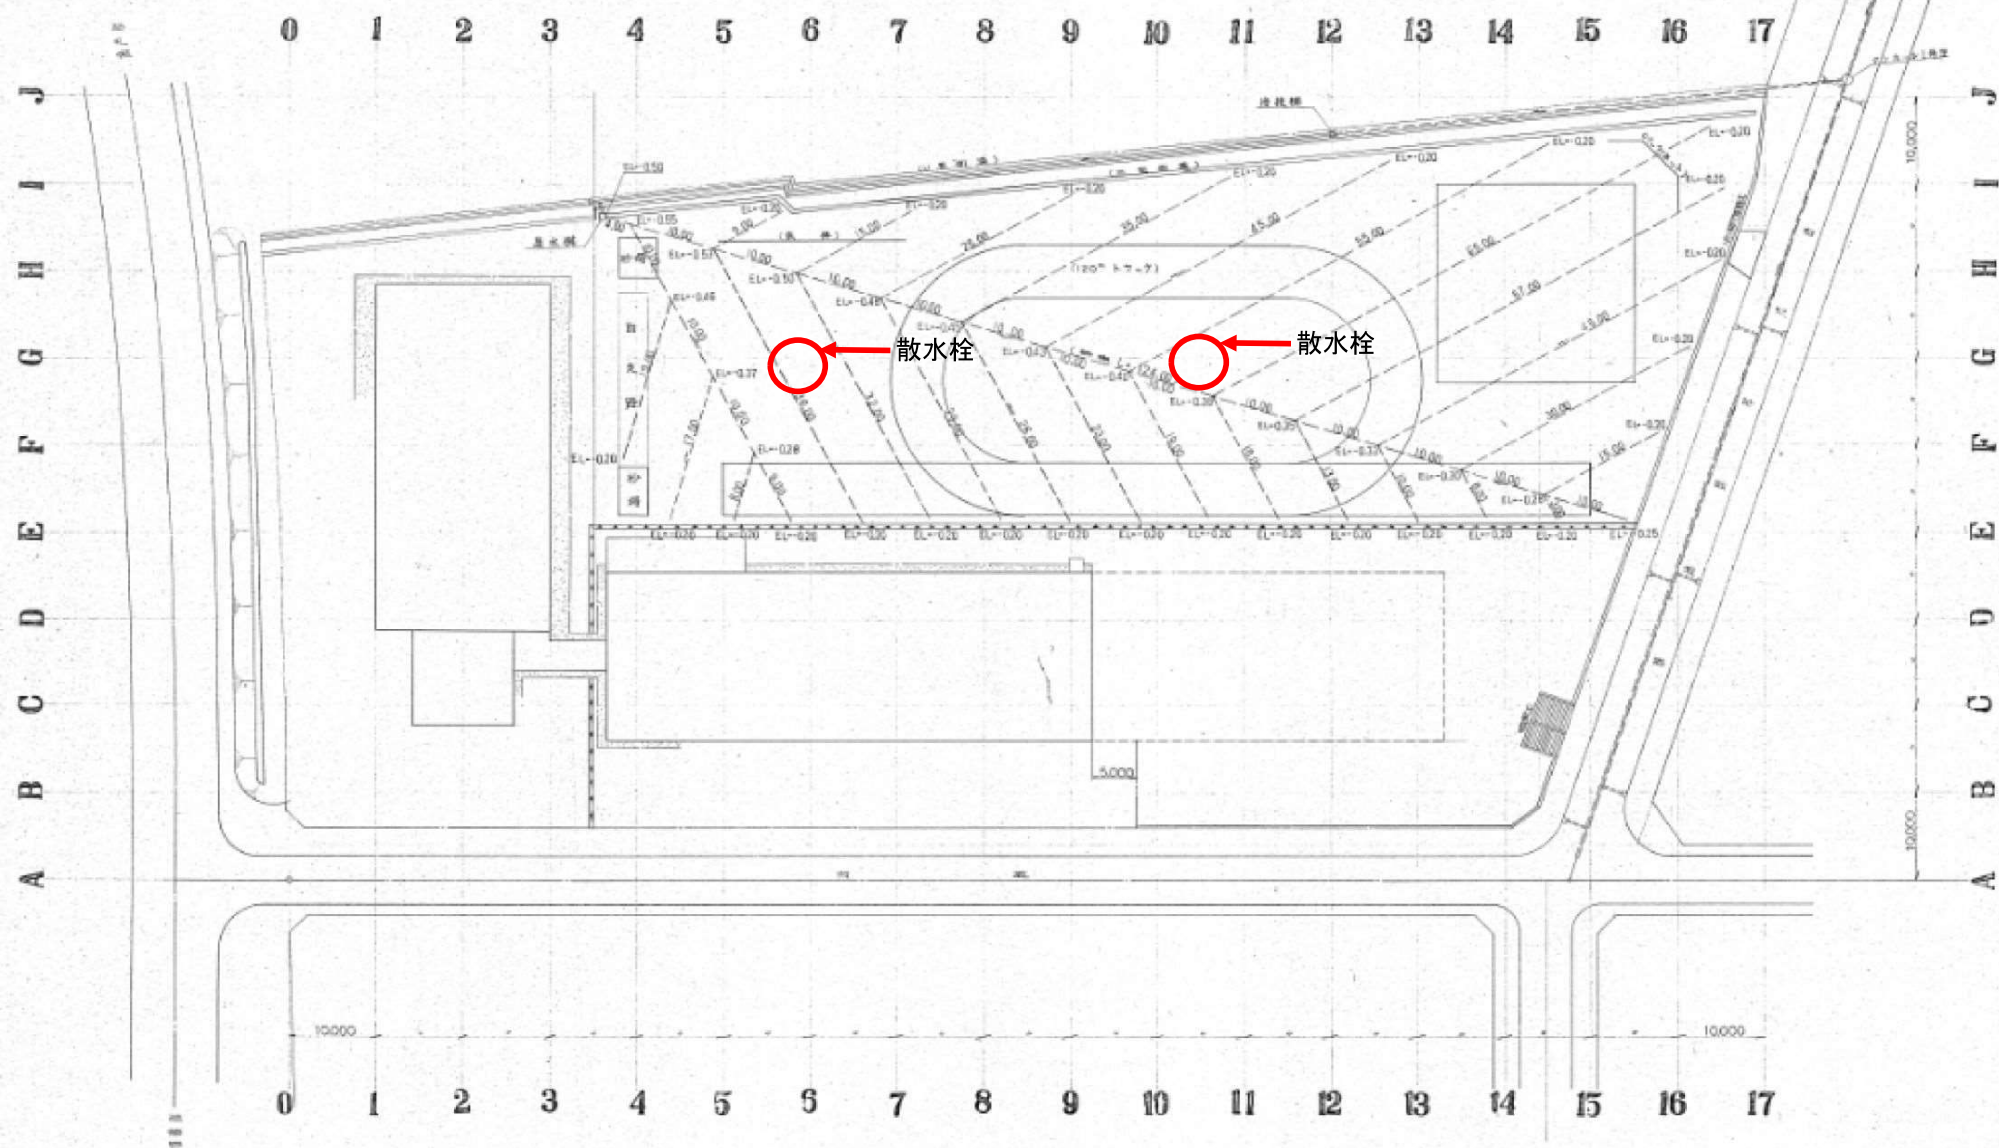

昭和55年度	建設省	建設省
工事名	昭和三十九年度建設工事	
図面名称	排水平面図	
縮尺	1:300	図面番号 34枚の内22
作成	設計	監理
札幌市南区土木部土木事務所		