

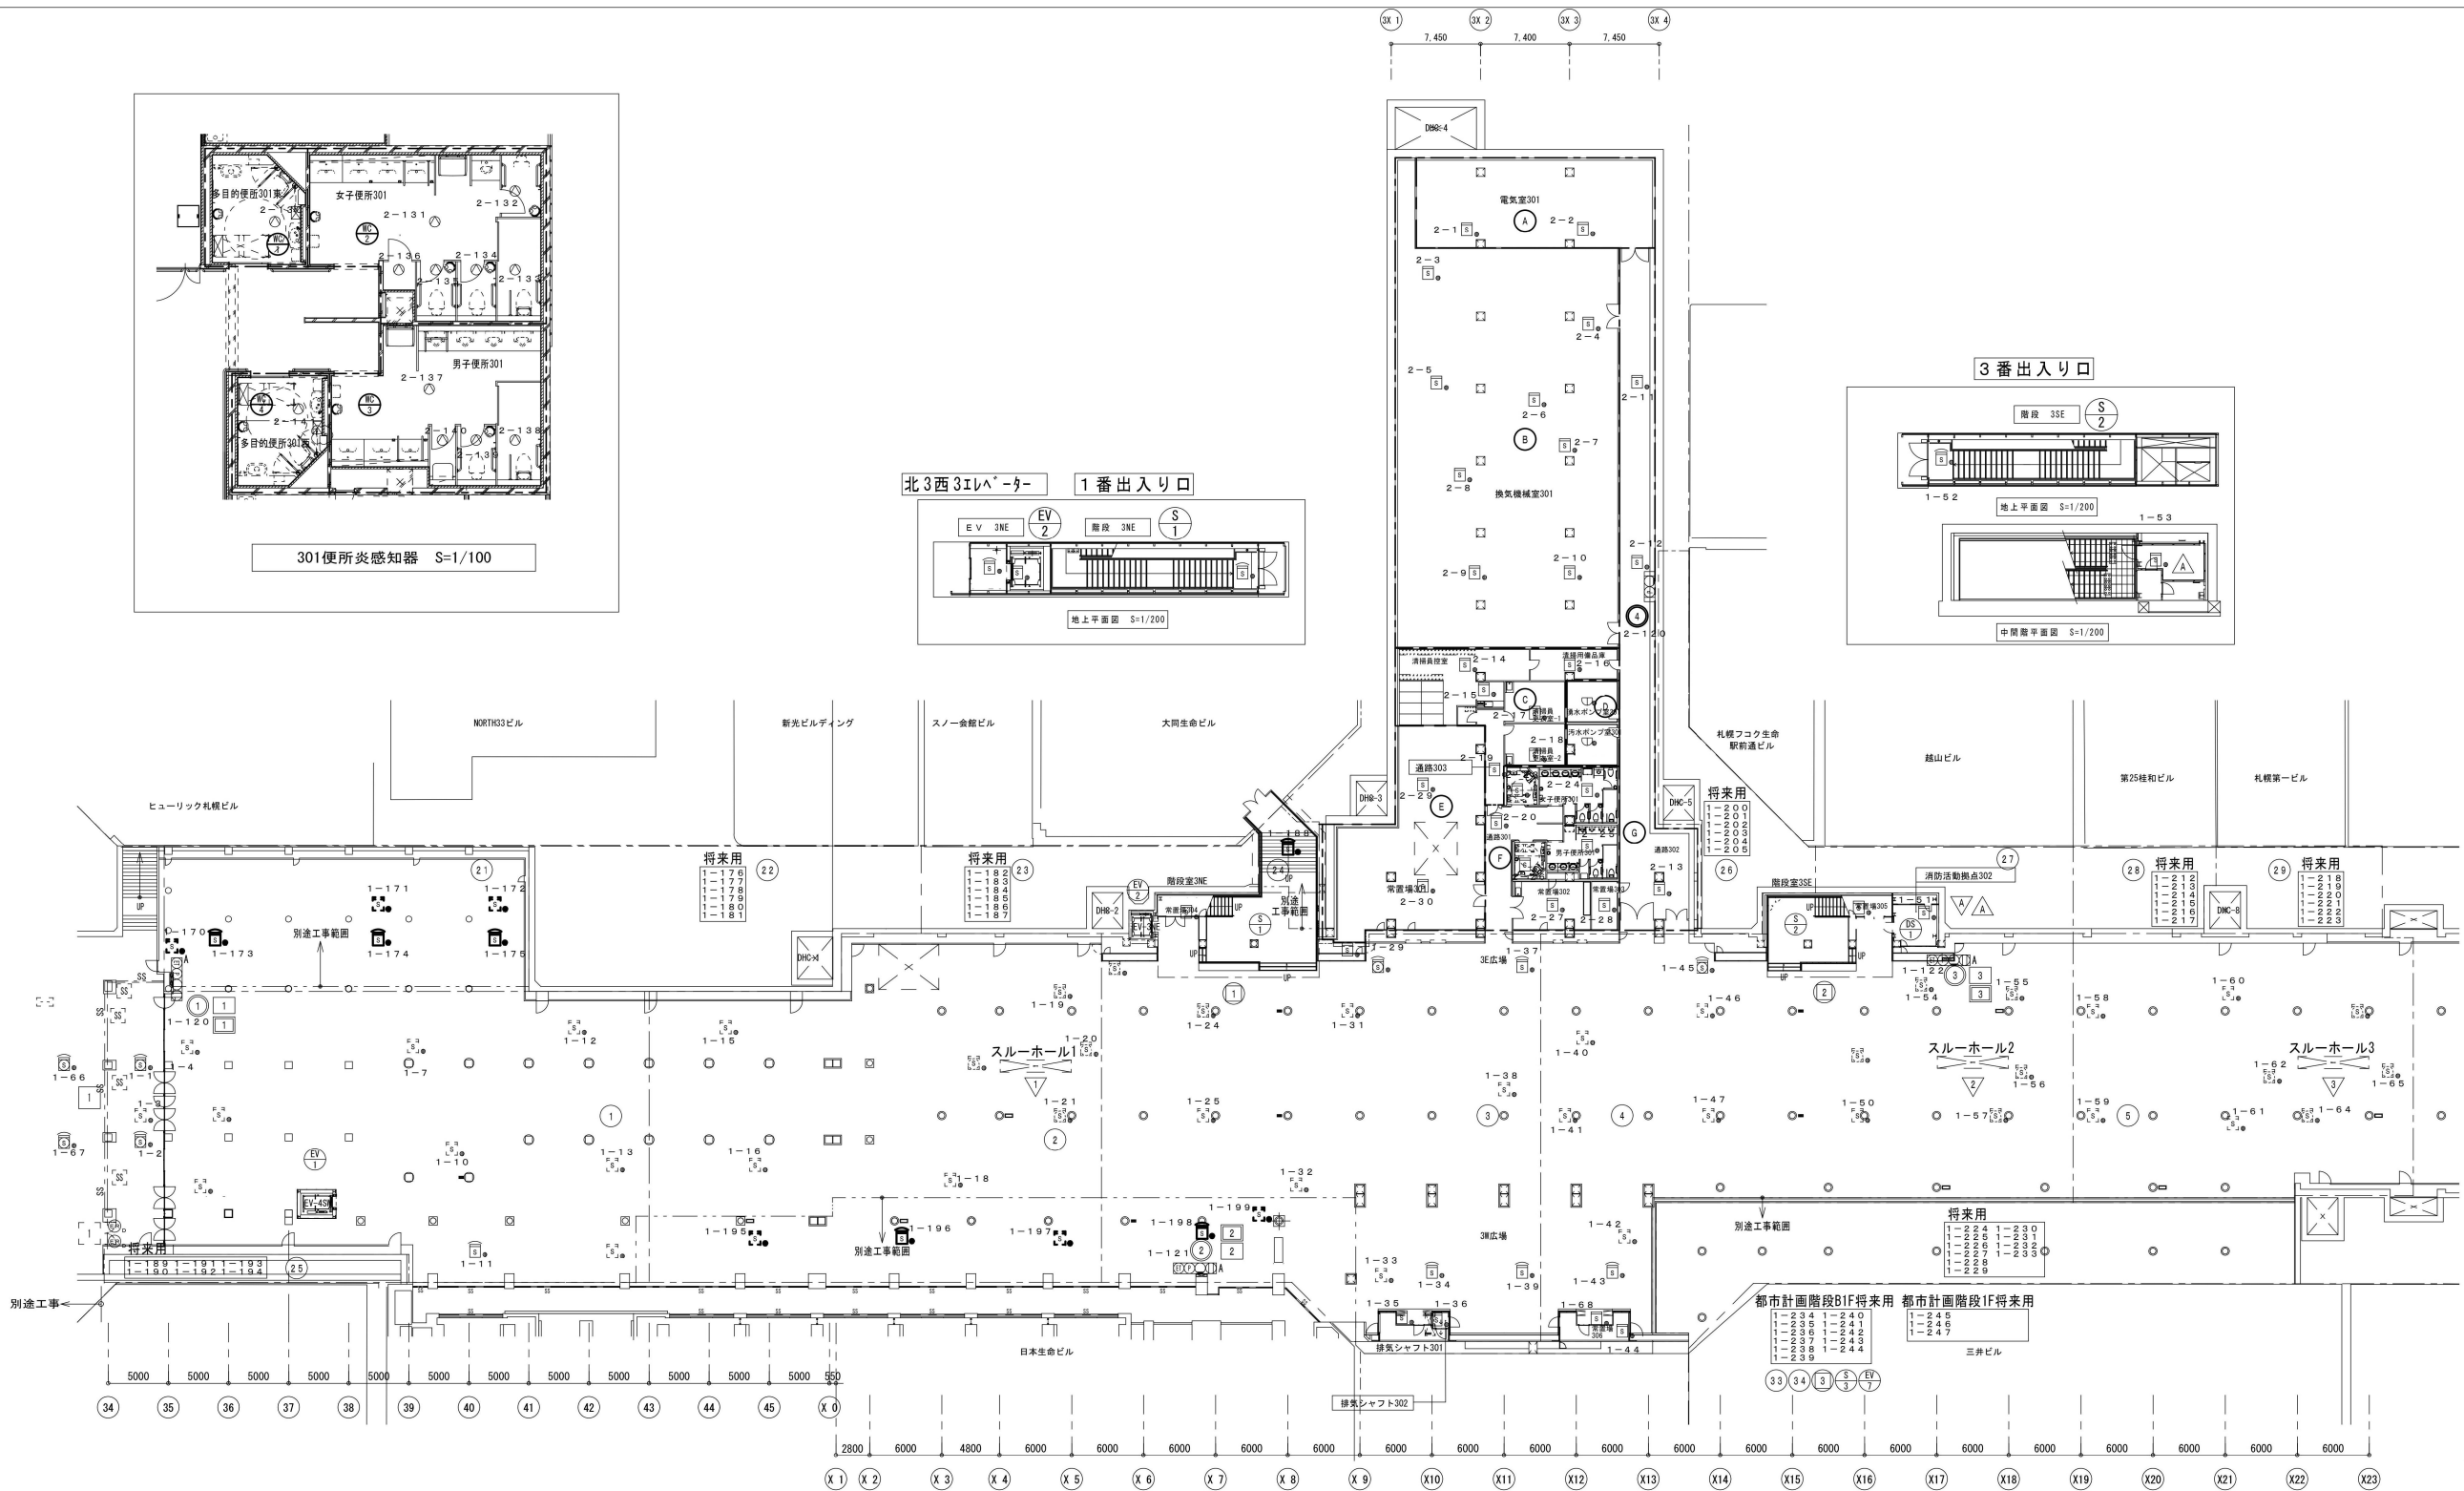
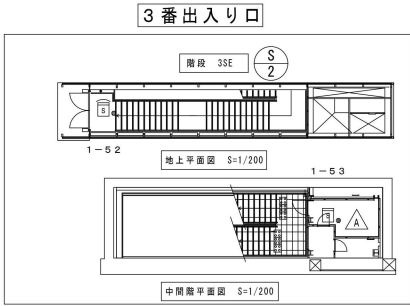
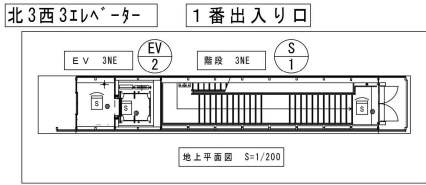
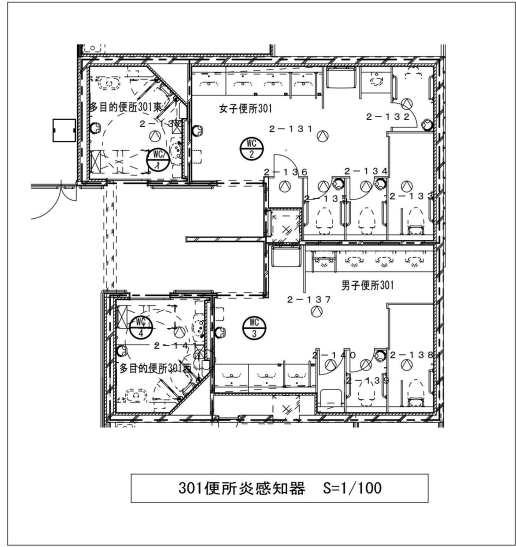



防排煙連動制御	
防火シャッター	1 1-1 1-2 1-6 6 1-6 7
防火扉	1 1-5 1
排煙口 (SWF-4-4系統)	1 1-2 2 1-2 4 1-3 0
防火壁 (1番出口)	2 1-4 5 1-4 9 1-5 4
防火壁 (3番出口)	1 1-1 7 1-1 9 1-2 0 1-2 1
排煙窓 (A-A-41)	1 1-4 9 1-5 5 1-5 6 1-5 7
排煙窓 (A-A-42)	1 1-6 2 1-6 3 1-6 4 1-6 5
排煙窓 (A-A-43)	

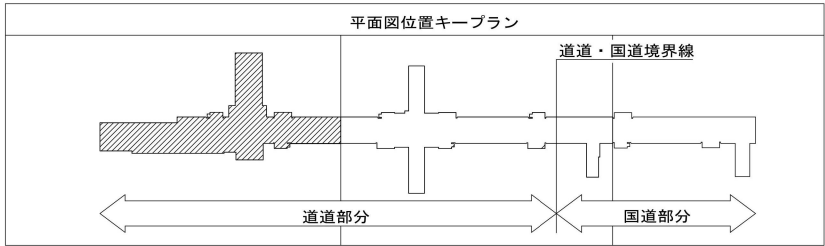

しゅん功図	
工事名	国庫補助事業8・4・35仮称札幌駅前通公共地下歩道新設 防災・中央監視設備工事
図面名称	火災報知設備 警戒区域図 (1)
請負人	拓北電業株式会社 TEL (011) 644-4151 現場代理人 山崎 義彦
工期	着手 平成 21年 2月17日 しゅん功 平成 23年 2月22日
製図	山崎
図書	9/48

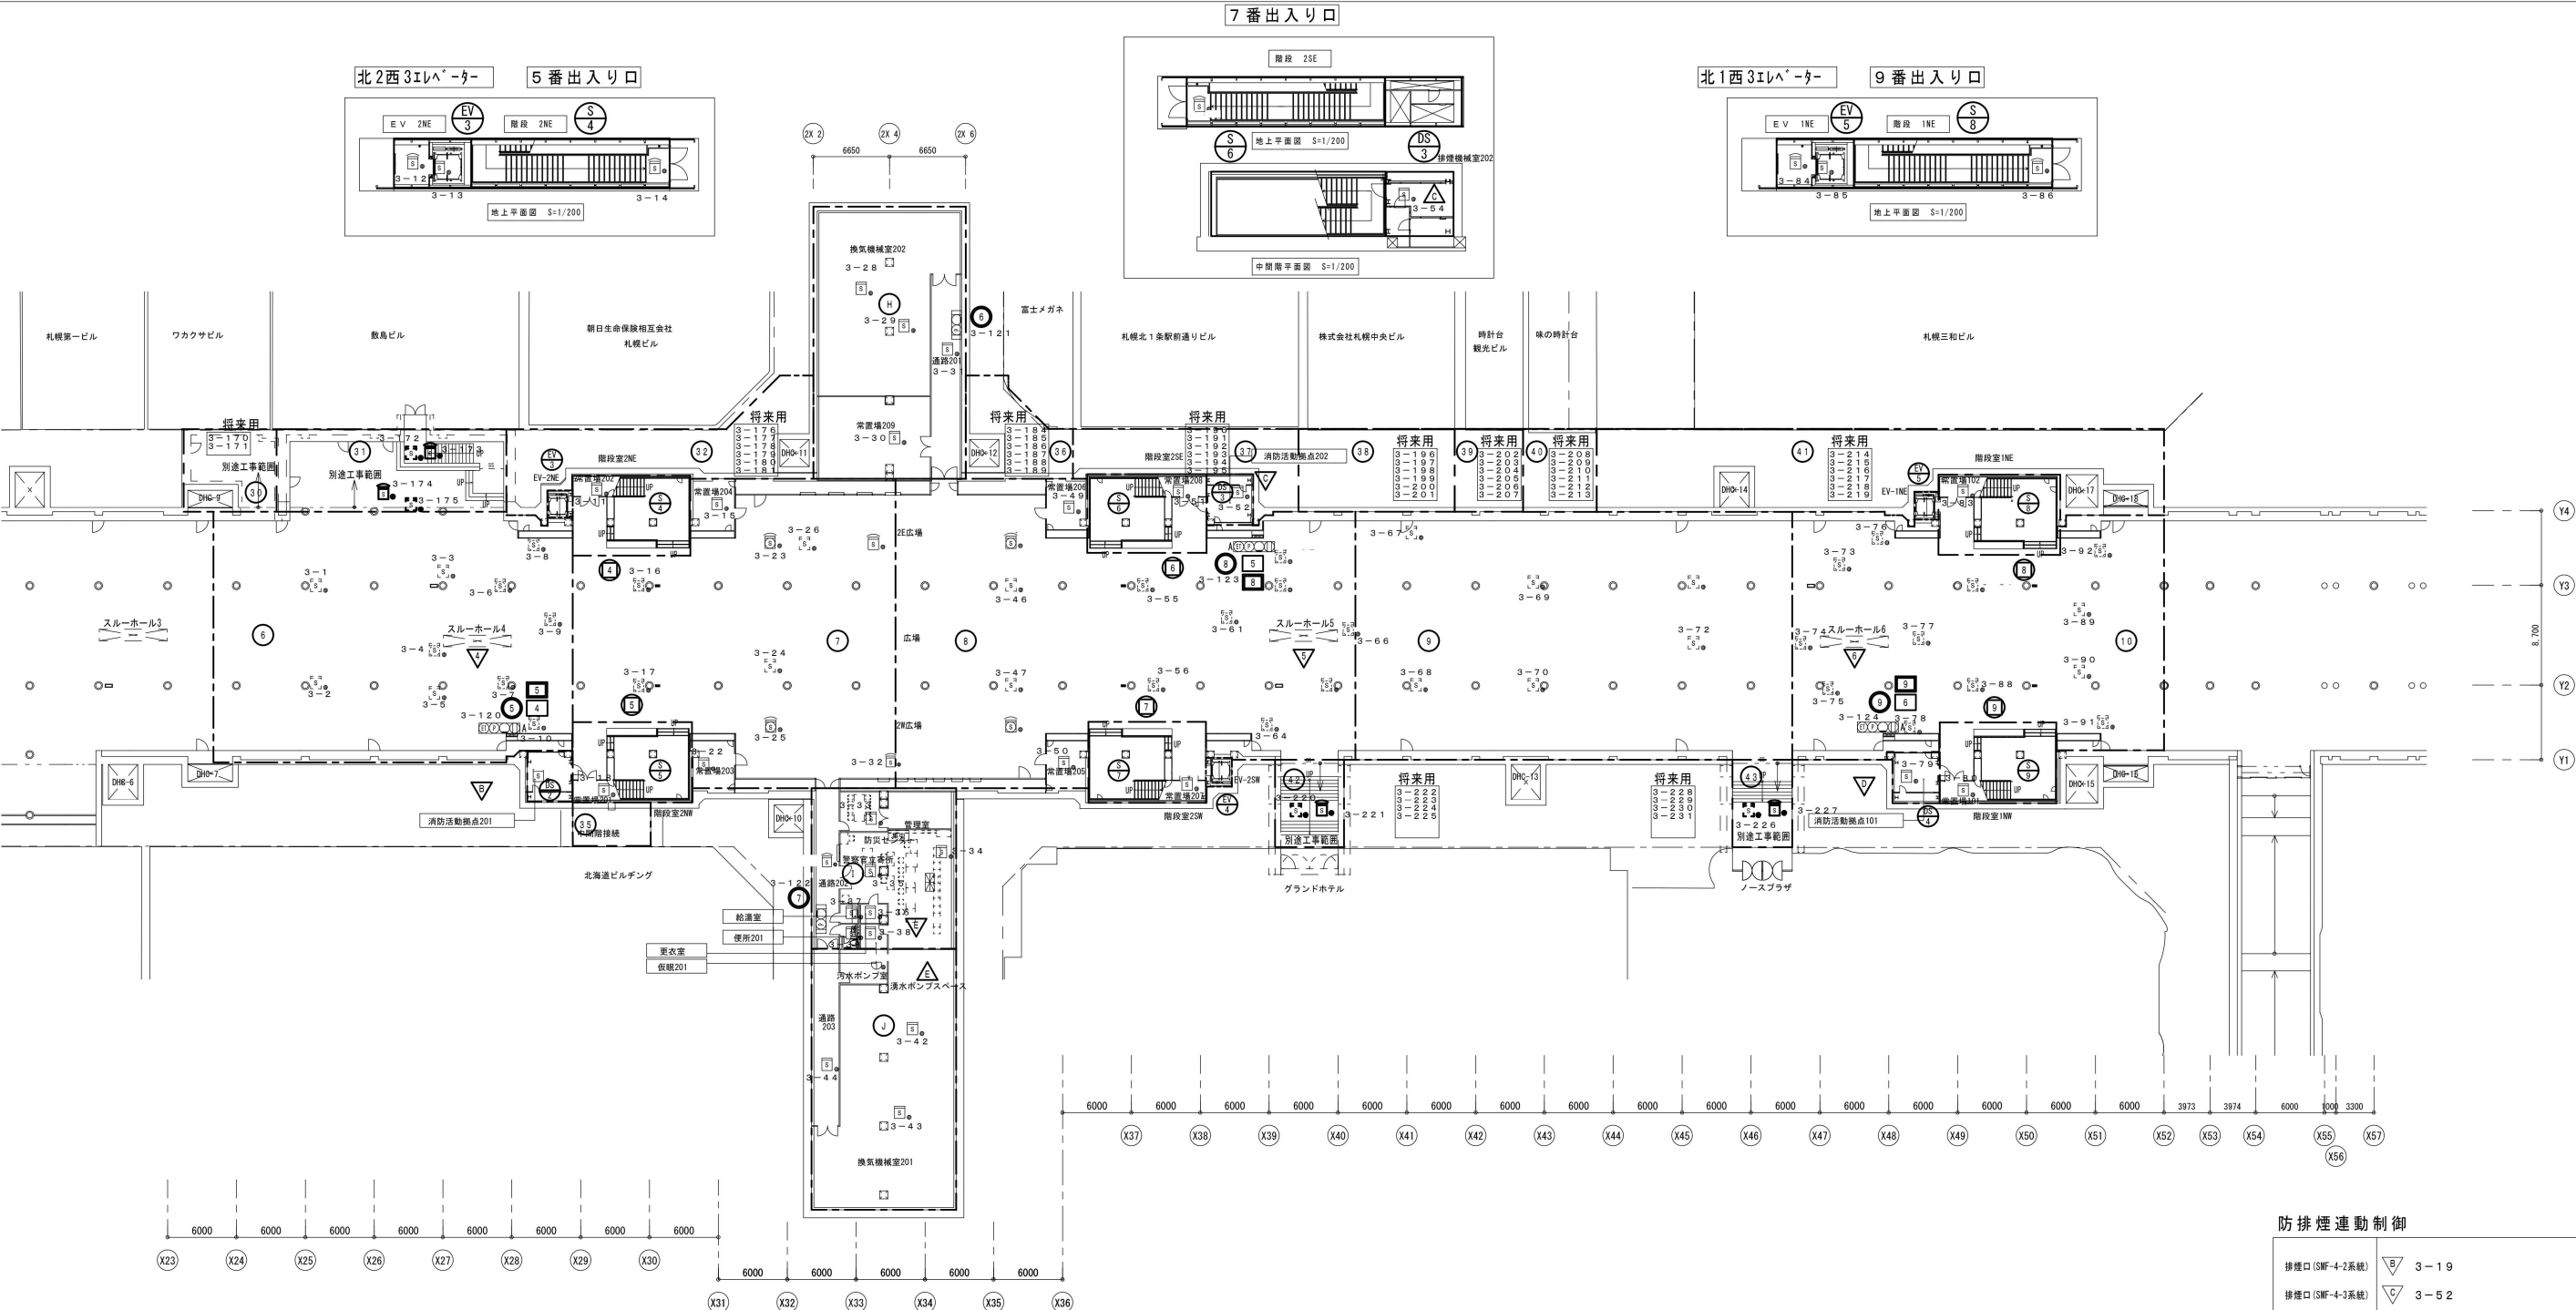

防排煙運動制御	
排煙口 (SWF-4-2系統)	▽B 3-19
排煙口 (SWF-4-3系統)	▽C 3-52
排煙口 (SWF-4-1系統)	▽E 3-79
排煙口 (SWF-3-1系統)	▽E
防火扉壁 (5番出口)	④ 3-8 3-16 3-23
防火扉壁 (6番出口)	⑤ 3-10 3-17 3-25
防火扉壁 (7番出口)	⑥ 3-45 3-55 3-62
防火扉壁 (8番出口)	⑦ 3-48 3-56 3-64
防火扉壁 (9番出口)	⑧ 3-76 3-87 3-92
防火扉壁 (10番出口)	⑨ 3-78 3-88 3-91
排煙窓 (A-B-44)	▽4 3-4 3-6 3-7 3-9
排煙窓 (A-B-45)	▽5 3-61 3-63 3-65 3-66
排煙窓 (A-B-46)	▽6 3-73 3-74 3-75 3-77

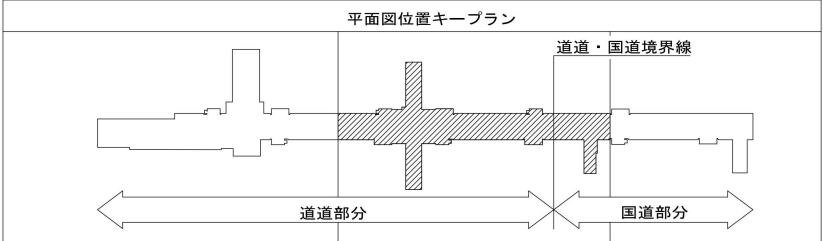

しゅん功図			
工 事 名	国庫補助事業8・4・35仮称札幌駅前通公共地下歩道新設 防災・中央監視設備工事		
図面名称	火災報知設備 警戒区域図 (2)	縮尺	-
請 負 人	拓北電業株式会社 現場代理人 山崎 義彦	TEL (011) 644-4151	
工 期	着 手 平成 21年 2月17日 しゅん功 平成 23年 2月22日	製 図	山崎 図 番 10/48