



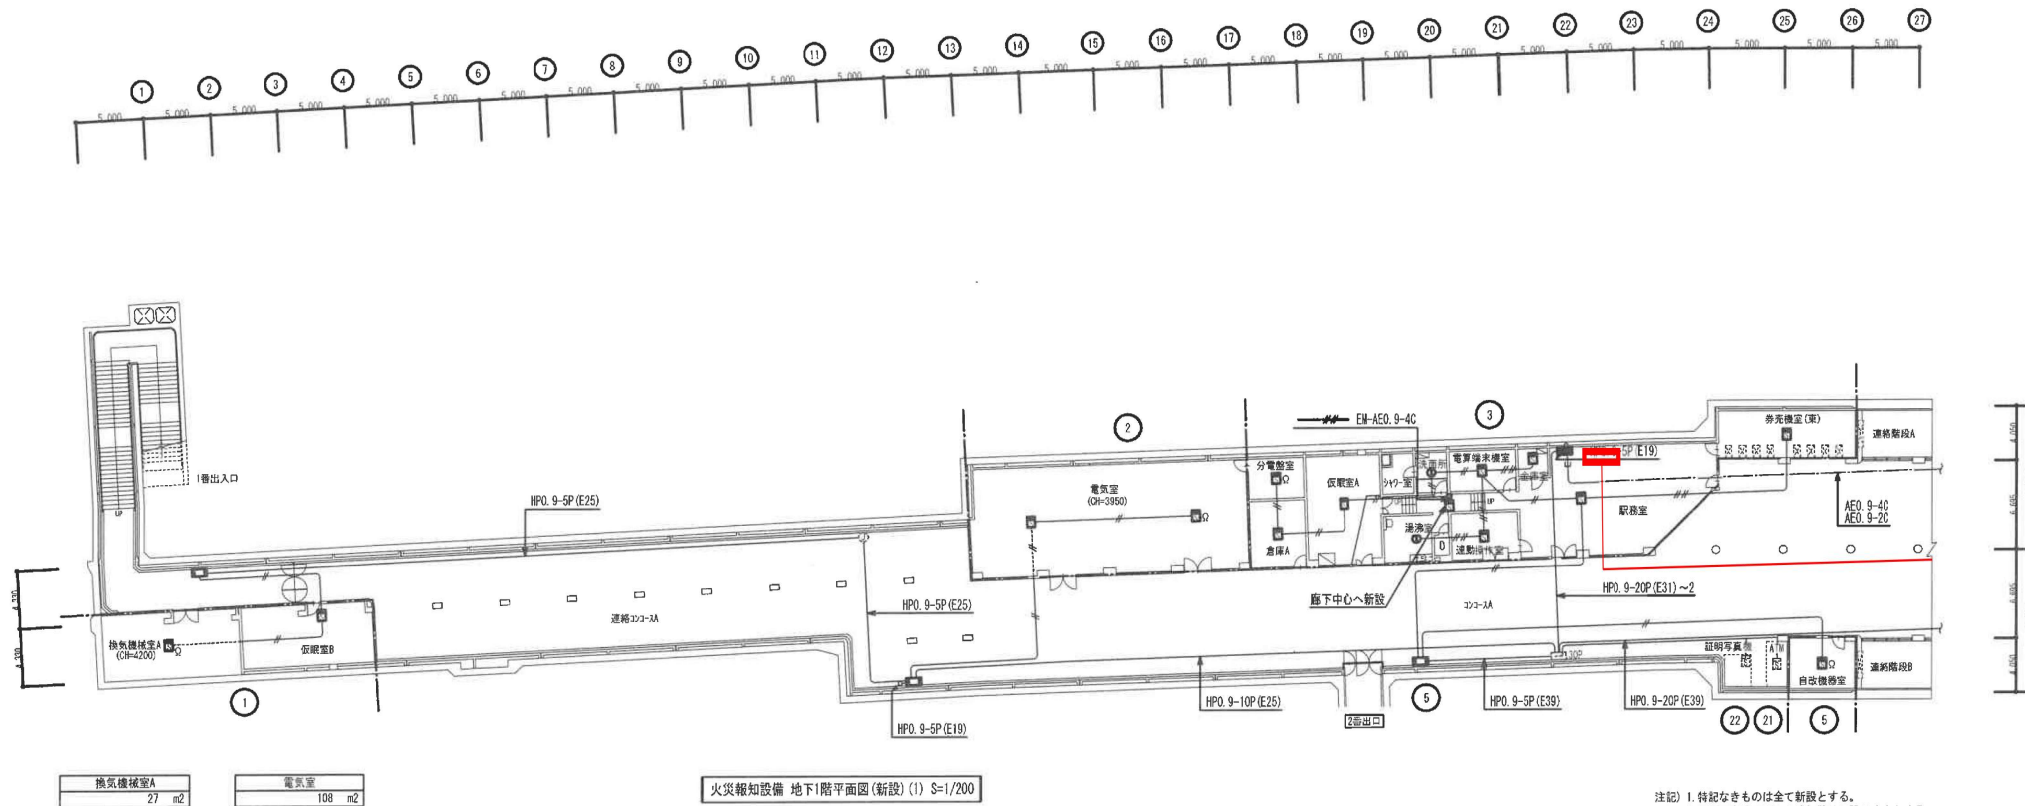

注記) 1. 特記なきものは全て新設とする。
2. 証明写真機・ATM内の感知器は既設のままとする。

しゅん 功 図				
工事名	二十四軒駅ほか1駅 自動火災報知設備改修工事			縮尺 1/200
施工者	関北海道モリタ			監 理 者
工 期	着 工	令和 4 年 9 月 6 日	竣 工	令和 4 年 9 月 8 日
	しゅん功	令和 5 年 3 月 3 日		
菊水駅 火災報知設備 地下1階平面図 (1)				図 番 E-8

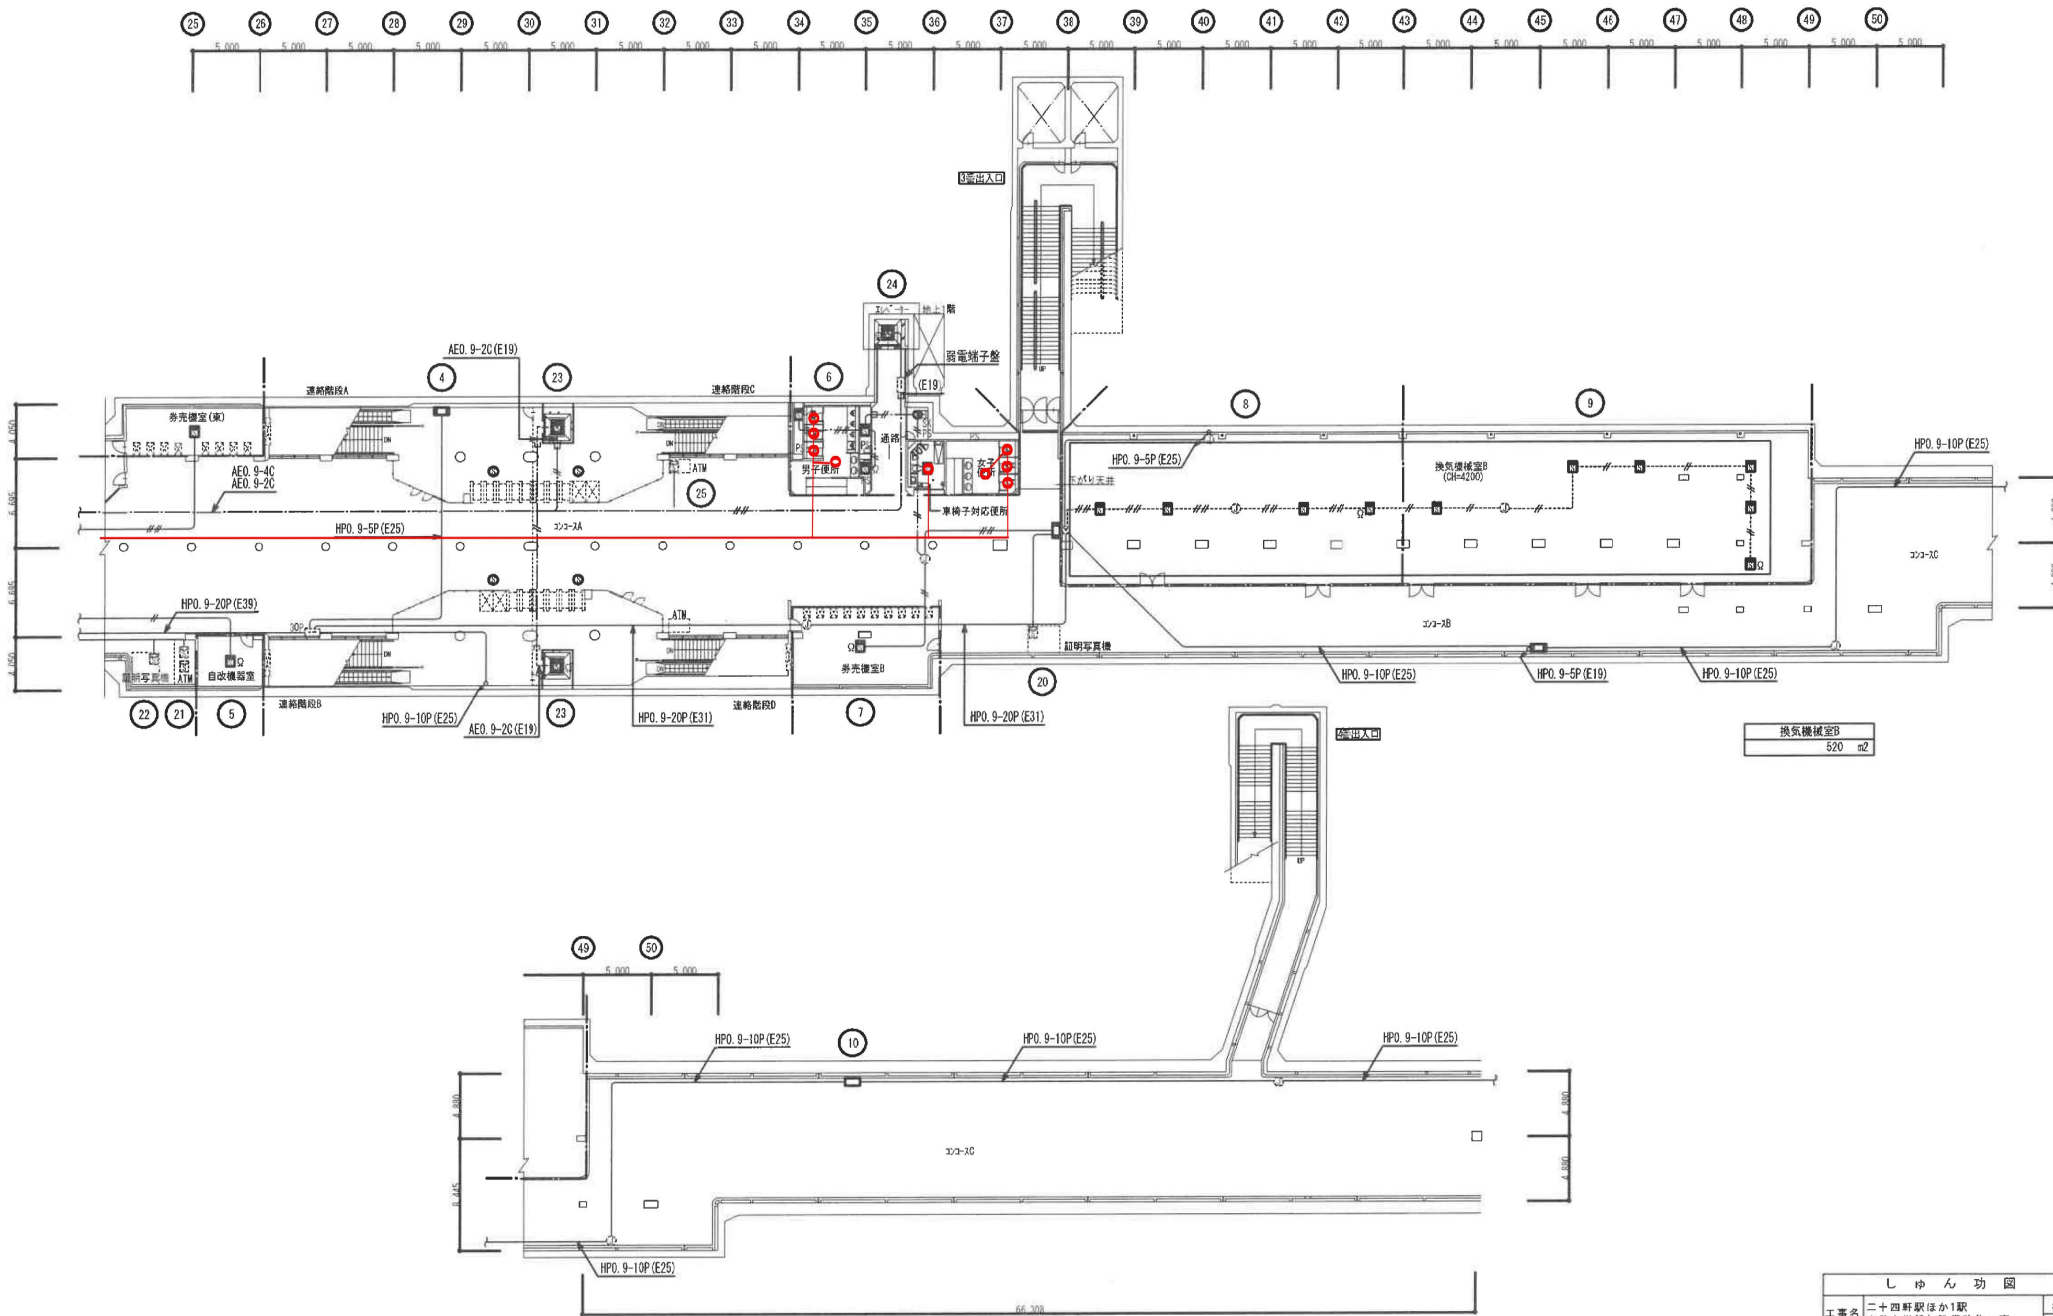

火災報知設備 地下1階平面図(2) S=1/200


しゅん 功 図			
工事名	二十四軒駅ほか1駅 自動火災報知設備改修工事	縮尺	1/200
施工者	国 北 海 道 モ リ タ	製 図 者	森 松
工 期	着 工 令和 4 年 9 月 6 日 しゅん 功 令和 5 年 3 月 3 日	監 査 者	三 田

菊水駅 火災報知設備 地下1階平面図(2)


凡 例

記 号	名 称	規 格
	受信機	P型1線40回路
	前告機	消火栓検出
	受信機	P型1線
	表示灯	AC-24V 3W
	電熱	DC-24V
	感知器	定温スリット防水 1種
	煙感知器	光電式 2種
	煙感知器	光電式(増設) 2種
	消火栓起動リレー	
	接続箱	280'×100' 木板付
	接続箱	500'×400'×140' 木板付
	露出ボックス	
	アウトレットボックス	天井内
	ブラックプレート(丸)	(天井) 150φ 製作(壁) 新金属
	プルボックス	150'×100'

..... 露出配管配線
——— 埋設配管配線
——— 天井内コングリ配線(AE1, 2-4C)

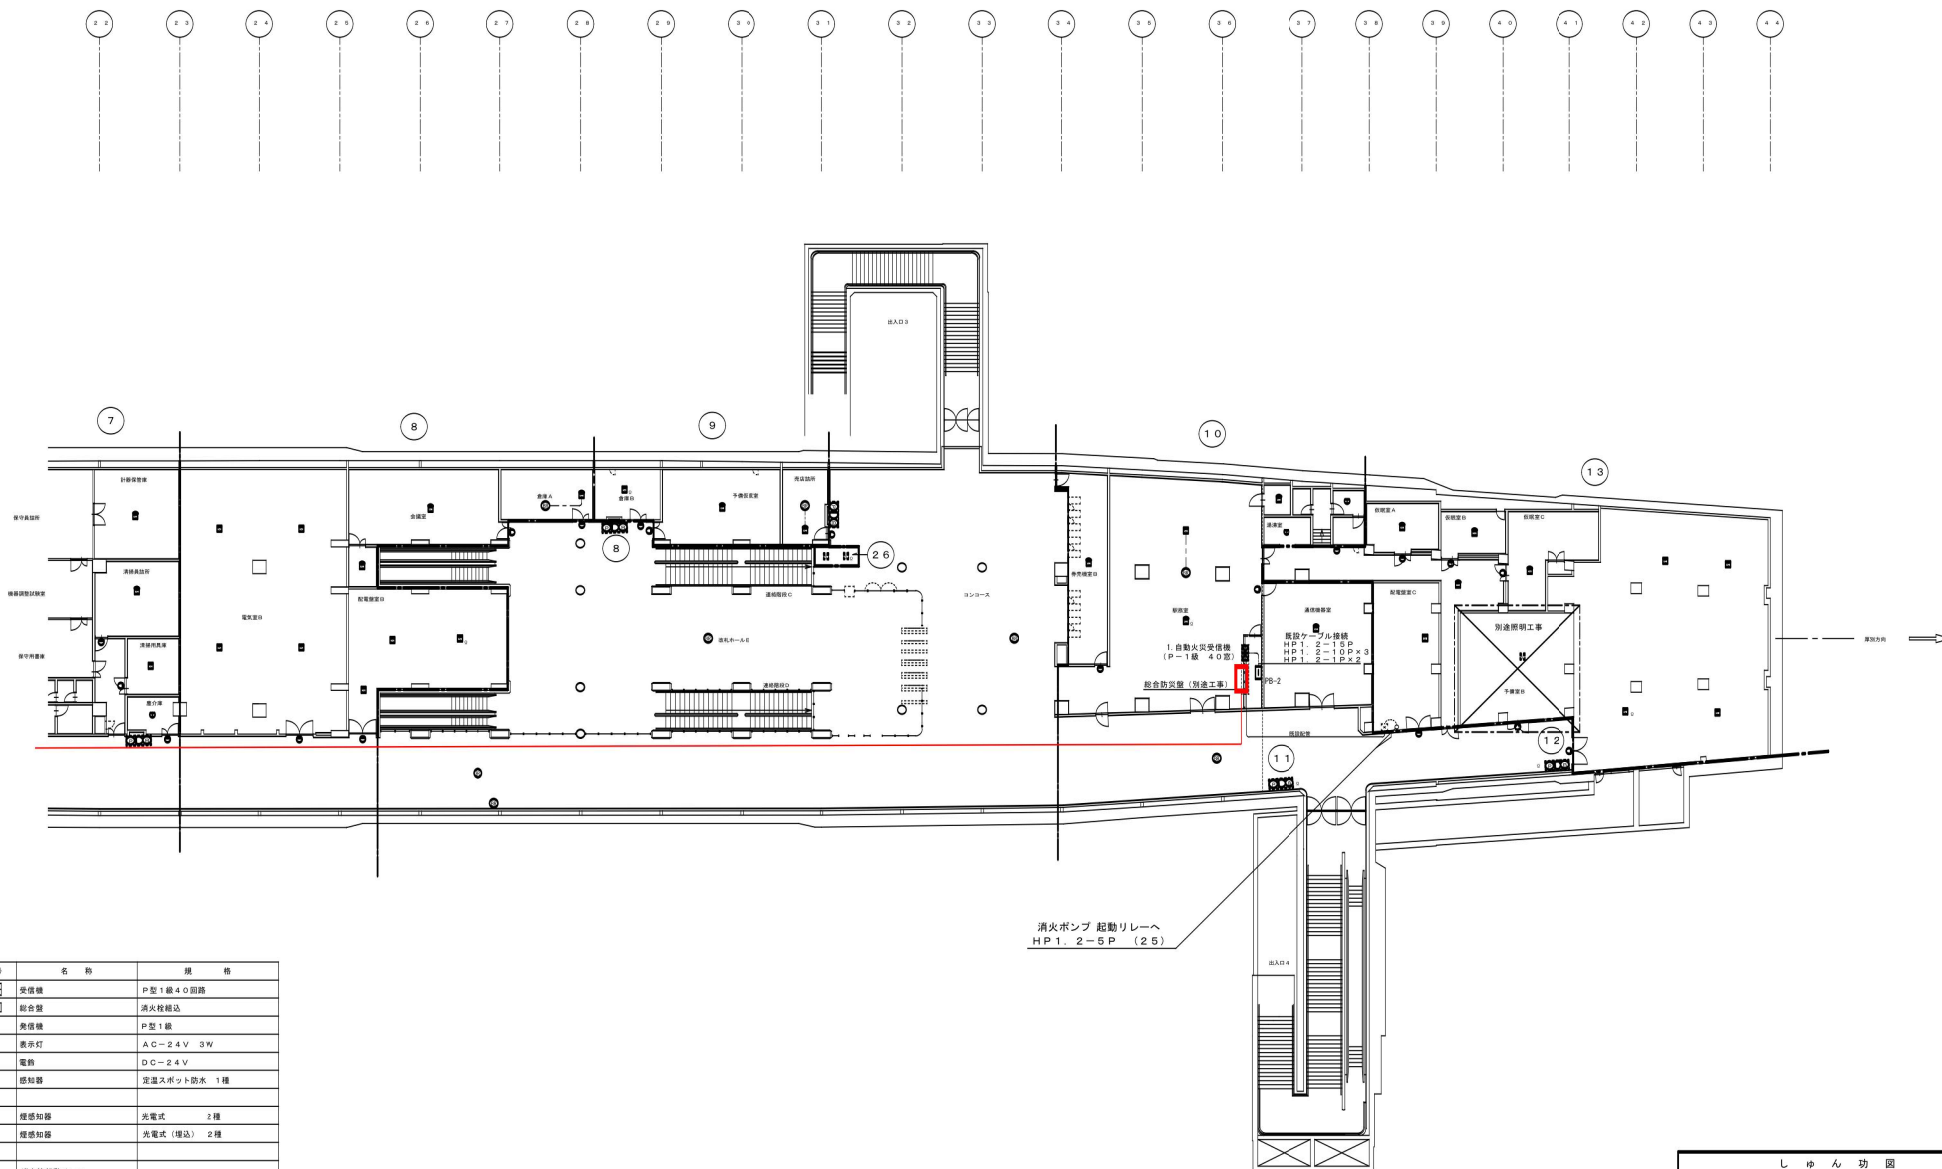


しゅん 功 図				
工 事 名	南郷7丁目駅大規模改良電気設備工事			
図 面 名	自動火災報知設備(改修図)350×1100平面図(2)	縮 尺	1/200	
設 計 者 名	株式会社 ビー・シー・エー	機 関	藤 澤	
電 話	011-222-1225	機 関		
施 工 者 名	北條・タカラ・でんこう特定共同企業体	機 関	田 村	
電 話	011-716-5131	機 関		
工 期	期 間	平成15年 9月 4日	期 間	5日
しゅん 功	平成15年 9月30日	期 間	6日	
札幌市交通局高速電車部施設課				

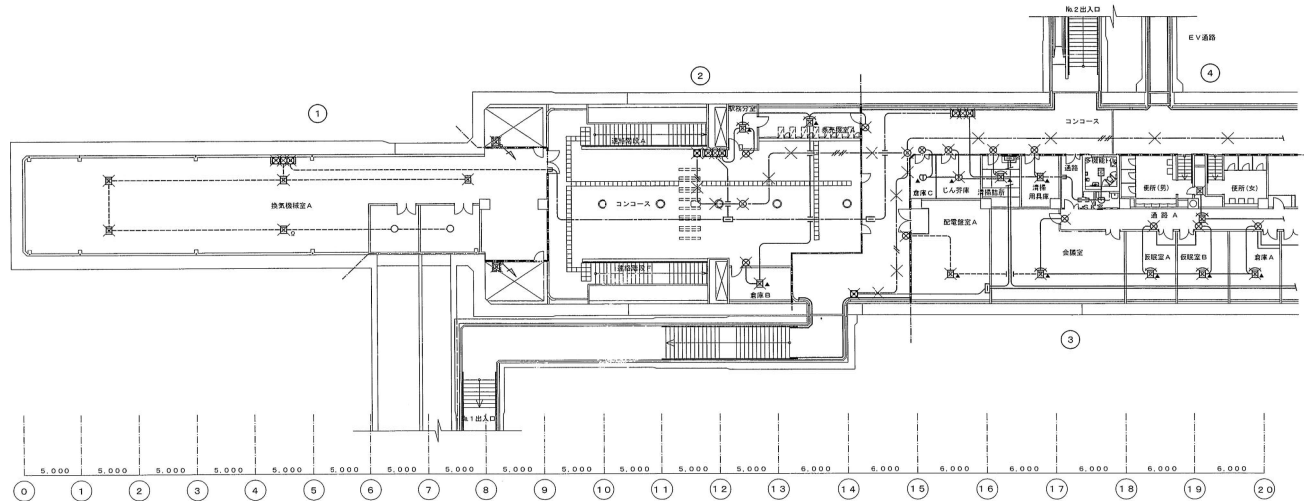

地下1階（コンコース階）火報設備図 改修前 S=1/200


凡例（改修前）		
記号	名称	備考
	受信機	P型1級 火報20L 撤去
	機器収容箱	消火栓箱組込型（〇〇内蔵） 箱は既設のまま
	受信機	P型1級 撤去
	表示灯	赤丸グローブ WB特LED 撤去
	ベル	150φ DC24V 撤去
	光電式ｽﾀﾑ型感知器	2種 露出型 撤去
	光電式ｽﾀﾑ型感知器	2種 露出型 別途E.L.V.工事
	光電式ｽﾀﾑ型感知器	2種 埋込型 撤去
	光電式ｽﾀﾑ型感知器	2種 露出型 移設接点付 撤去
	光電式ｽﾀﾑ型感知器	2種 点検口付（点検口は既設のまま） 撤去
	光電式ｽﾀﾑ型感知器	2種 埋込型 移設接点付 撤去
	定温式ｽﾀﾑ型感知器	1種 防水型 別途E.L.V.工事
	定温式ｽﾀﾑ型感知器	1種 防水型 移設接点付 撤去
	定温式ｽﾀﾑ型感知器	1種 防水型 移設接点付 別途E.L.V.工事
	終端器	撤去
	室外表示灯	撤去
	ﾍﾞﾁｳ式ｽﾀﾑ型感知器	2種（コンコース監視用） 撤去
	回路試験器	撤去
	警戒番号	火報 既設のまま
	配線	既設のまま

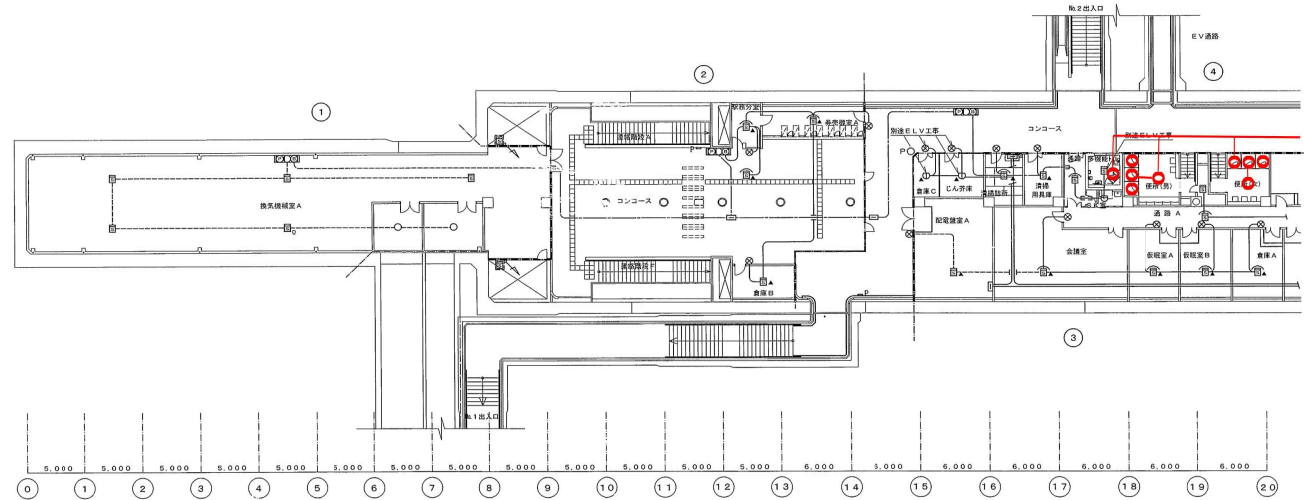


地下1階（コンコース階）火報設備図 改修後 S=1/200

凡例（改修後）		
記号	名称	備考
	受信機	P型1級 火報30回路 + 収納面 新設
	機器収容箱	消火栓箱組込型（〇〇内蔵） 箱は既設
	受信機	P型1級 新設
	表示灯	赤丸グローブ WB特LED 新設
	ベル	150φ DC24V 新設
	光電式ｽﾀﾑ型感知器	2種 露出型 新設
	光電式ｽﾀﾑ型感知器	2種 露出型 別途E.L.V.工事
	光電式ｽﾀﾑ型感知器	2種 埋込型 新設
	光電式ｽﾀﾑ型感知器	2種 露出型 移設接点付 新設
	光電式ｽﾀﾑ型感知器	2種 埋込型 移設接点付 新設
	光電式ｽﾀﾑ型感知器	2種（既設点検ボックスに取付） 新設
	定温式ｽﾀﾑ型感知器	1種 防水型 別途E.L.V.工事
	定温式ｽﾀﾑ型感知器	1種 防水型 移設接点付 新設
	定温式ｽﾀﾑ型感知器	1種 防水型 移設接点付 別途E.L.V.工事
	終端器	新設
	室外表示灯	新設
	ブラックプレート	丸型 新金装 新設
	ブラックプレート	丸型 新金装 新設
	配線	既設のまま

しゅん 功 図		
工事名	南郷18丁目駅大規模改良電気設備工事	
図面名	地下1階（コンコース階）自動火災報知設備図（1）	
請負業者	双葉電気株式会社	TEL 011-641-1233 寺 島
工 期	着 工 平成17年 3月14日 竣 工 平成18年 2月28日	図 1/200 第 20/23
発注者	札幌市交通局高速電車部施設課	

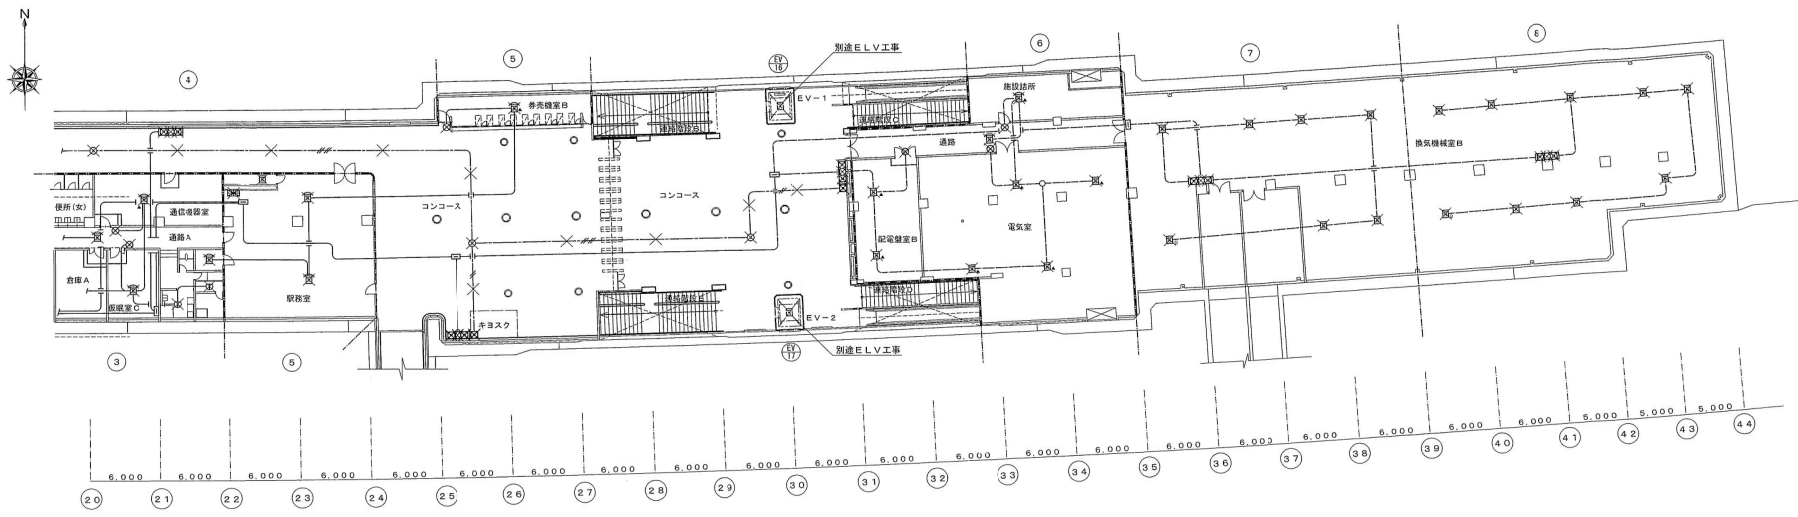

地下1階（コンコース階）火報設備図 改修前 S=1/200

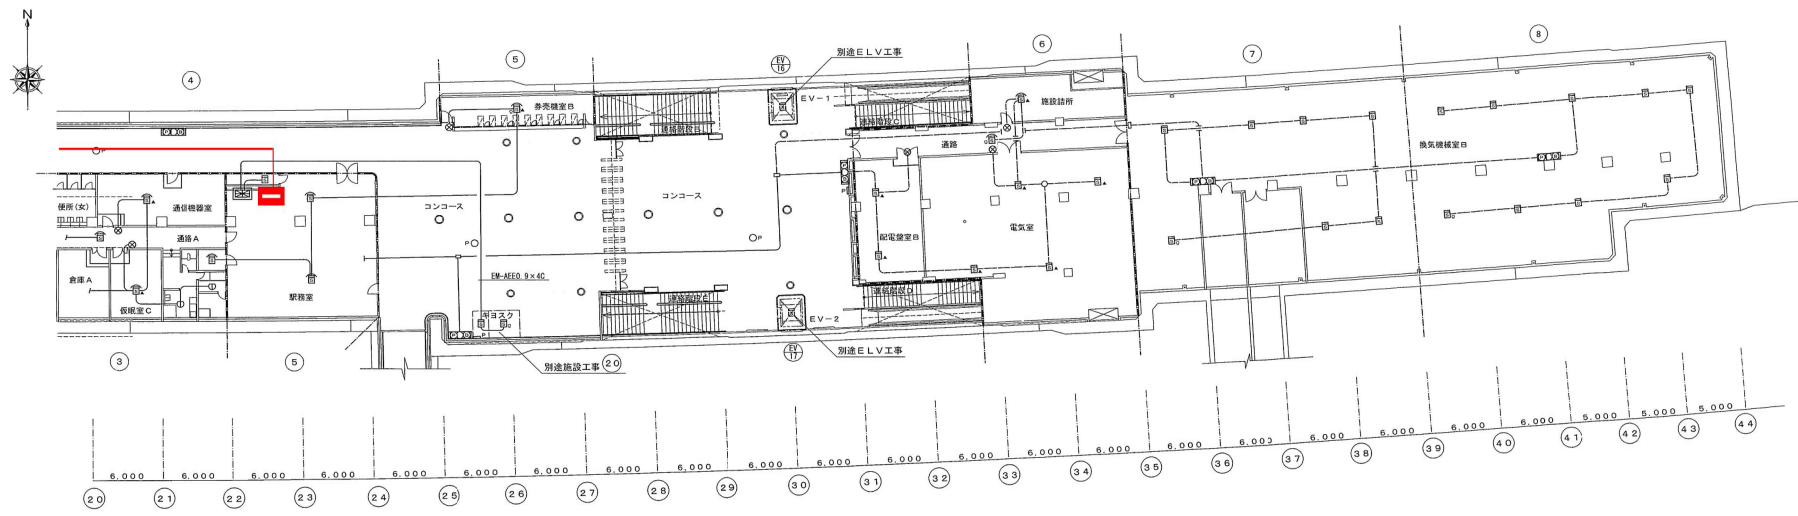

地下1階（コンコース階）火報設備図 改修後 S=1/200


しゅん 功 図			
工事名	南郷18丁目駅大規模改良電気設備工事		
図面名	地下1階（コンコース階）自動火災報知設備図（2）		
請負業者	双葉電気株式会社	TEL 011-841-1233	〒050-8585 札幌市東区南郷18丁目1番1号
工 期	開工 平成17年 3月14日	期 1/200	図 21/23
	しゅん功 平成18年 2月28日		
発注者	札幌市交通局 高速電車部 施設課		



凡 例		
記 号	名 称	備 考
	受検機	P型1級 火報30L
	総合ボックス(組込)	P型1級 BPL 10P端子 木板
	光電式煙感知器	2種 露出 差動型
	光電式煙感知器	2種 埋込 差動型
	スポット型感知器	定温式 1種 露出 防水型
	室外表示灯	24V 埋込型
	消火栓起動装置	
	火報警戒区域番号	


※室外表示灯のある部屋の感知器は対応する接点を有する。

		数 量 表				
		階段下	階段上	倉庫	機械室	汚水ポンプ室
					7	
	1	1	1		1	1
				1		
						1

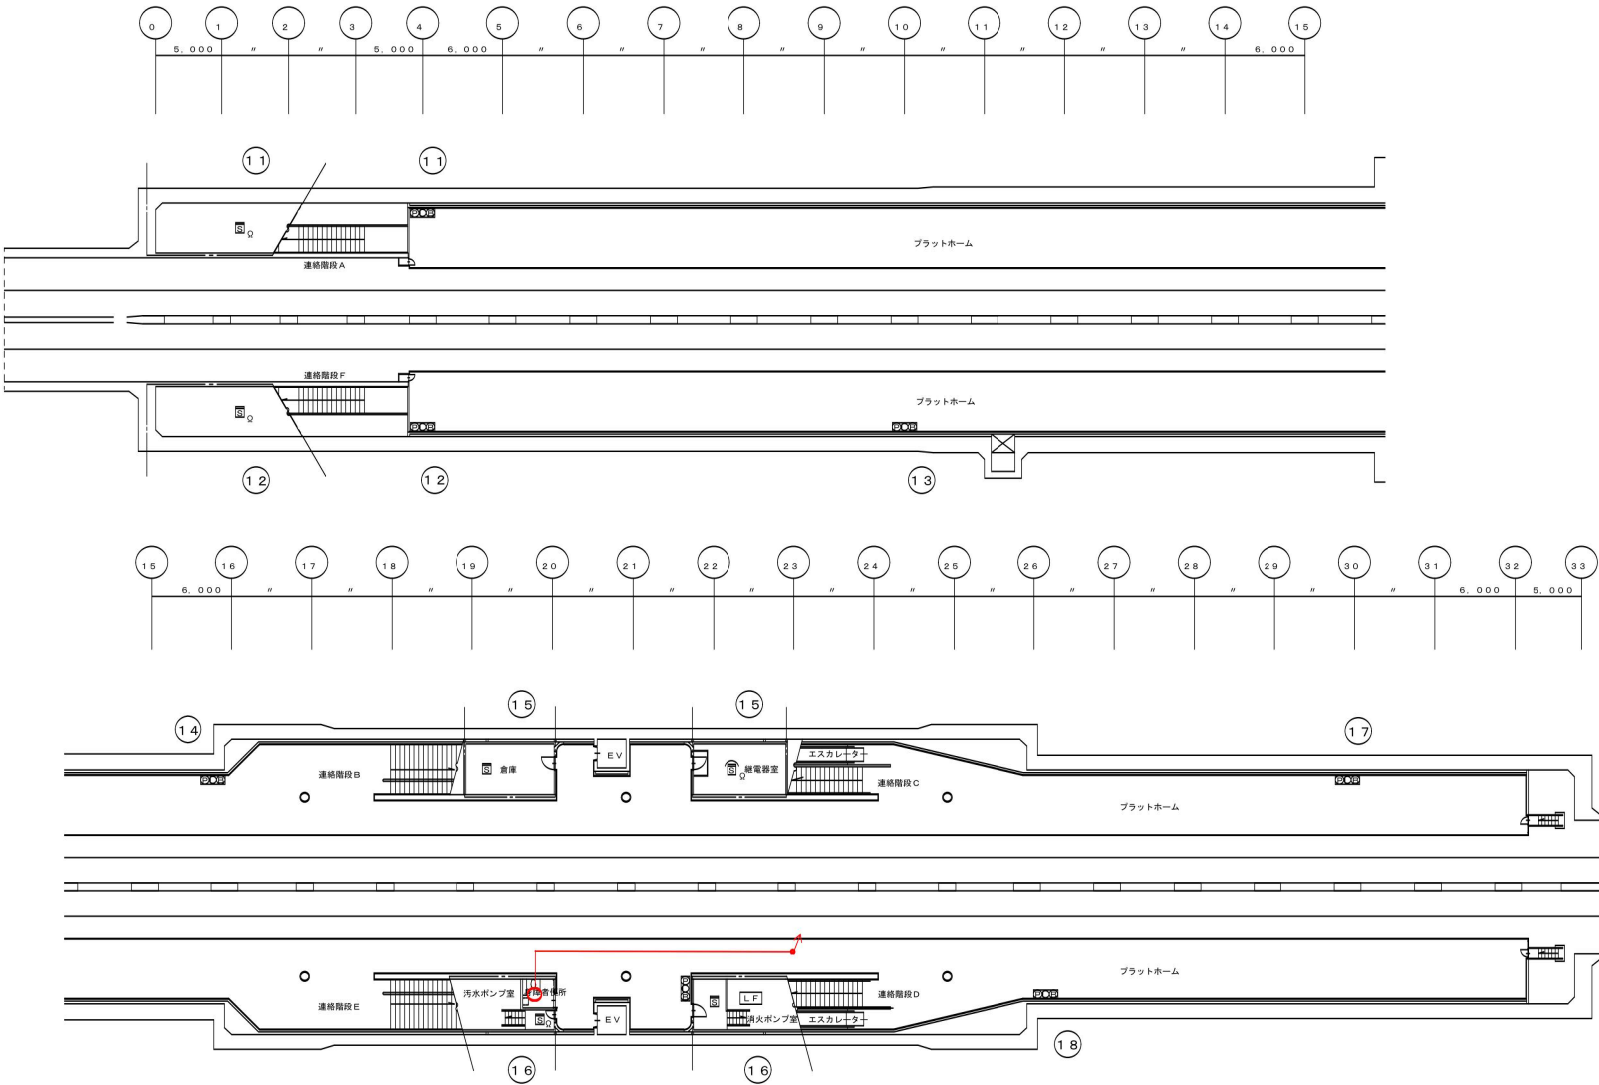


ホーム階平面図 1/200

しゅん功図			
工 事 名	大谷駅大規模改良電気設備工事		
図面名称	ホーム階 自動火災報知設備 改修図	縮 尺	1/200
請 負 人	株式会社 タカラ電建 電話 011-726-7801 現場代理人 長谷川 真琴		
工 期	着手 平成18年 3月20日 しゅん功 平成19年 2月27日	製 図	長谷川 17/17

 

工 期	着手 しゅん功	平成18年 3月20日 平成19年 2月27日	製図 図 番	長谷川	15 17
-----	------------	----------------------------	-----------	-----	----------

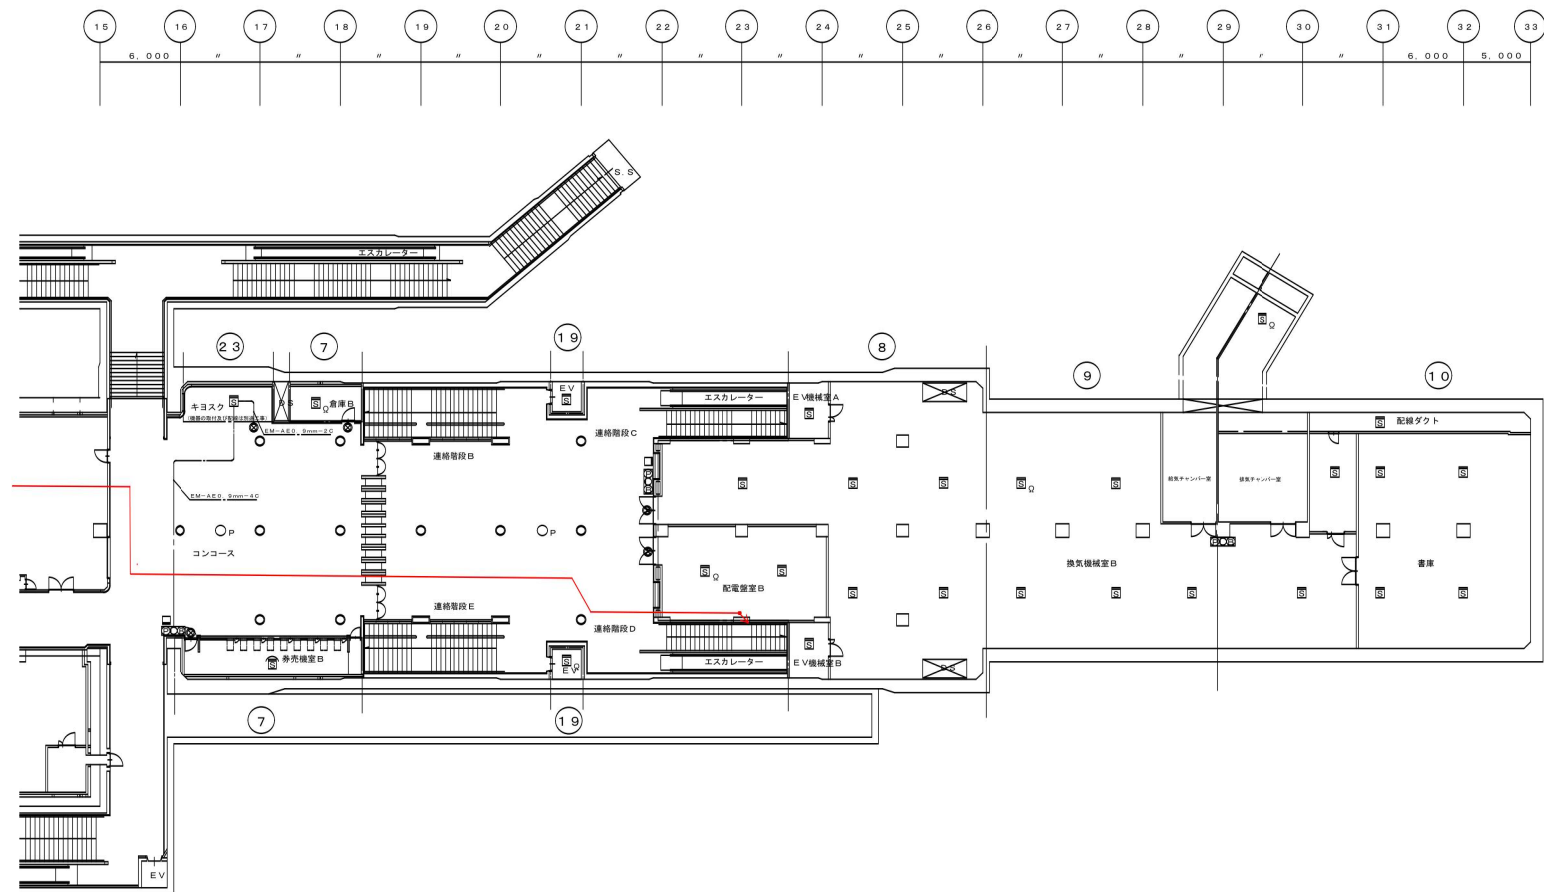

数量表												
	倉庫B	車光機室B	E/V	E/V	コンコース	配電盤室A	配電盤室B	E/V機室A	E/V機室B	排気ファン1室	配線ダクト	キヨスク
0.02					2		1					
出	1		1	1		2	1	1	1	1		1
入		1										
消	1	1				1	1					1

凡 例		
記 号	名 称	備 考
	受信機	P型1線 火報30L
	総合警ボックス(組込)	P型1線 BPL 10P端子 木板
	光電式煙感知器	2線 露出 蓋構型
	光電式煙感知器	2線 埋込 蓋構型
	スポット型煙感知器	定温式 1線 露出 防水型
	室外表示灯	2.4V 埋込型
	消火栓起動装置	
	火報警報区域番号	
	コンコース監視機	P型2線 火報6L 埋込(電池別置型)
	カバープレート	新金製 丸
	カバープレート	新金製 角

※室外表示灯のある部屋の感知器は対応する接点を有する。

コンコース階平面図 2 1 / 200

し　ゆ　ん　功　図			
工 事 名	大谷地駅大規模改良電気設備工事		
図面名称	コンコース階 2 自動火災報知設備 改修図	縮尺	1/200
請 負 人	株式会社 タカラ電建 現場代理人 長谷川 真琴		
工 期	着手 平成 18 年 3 月 20 日 しゆん功 平成 19 年 2 月 27 日	製 図	長谷川 図番 16